


平面图 S=1:250

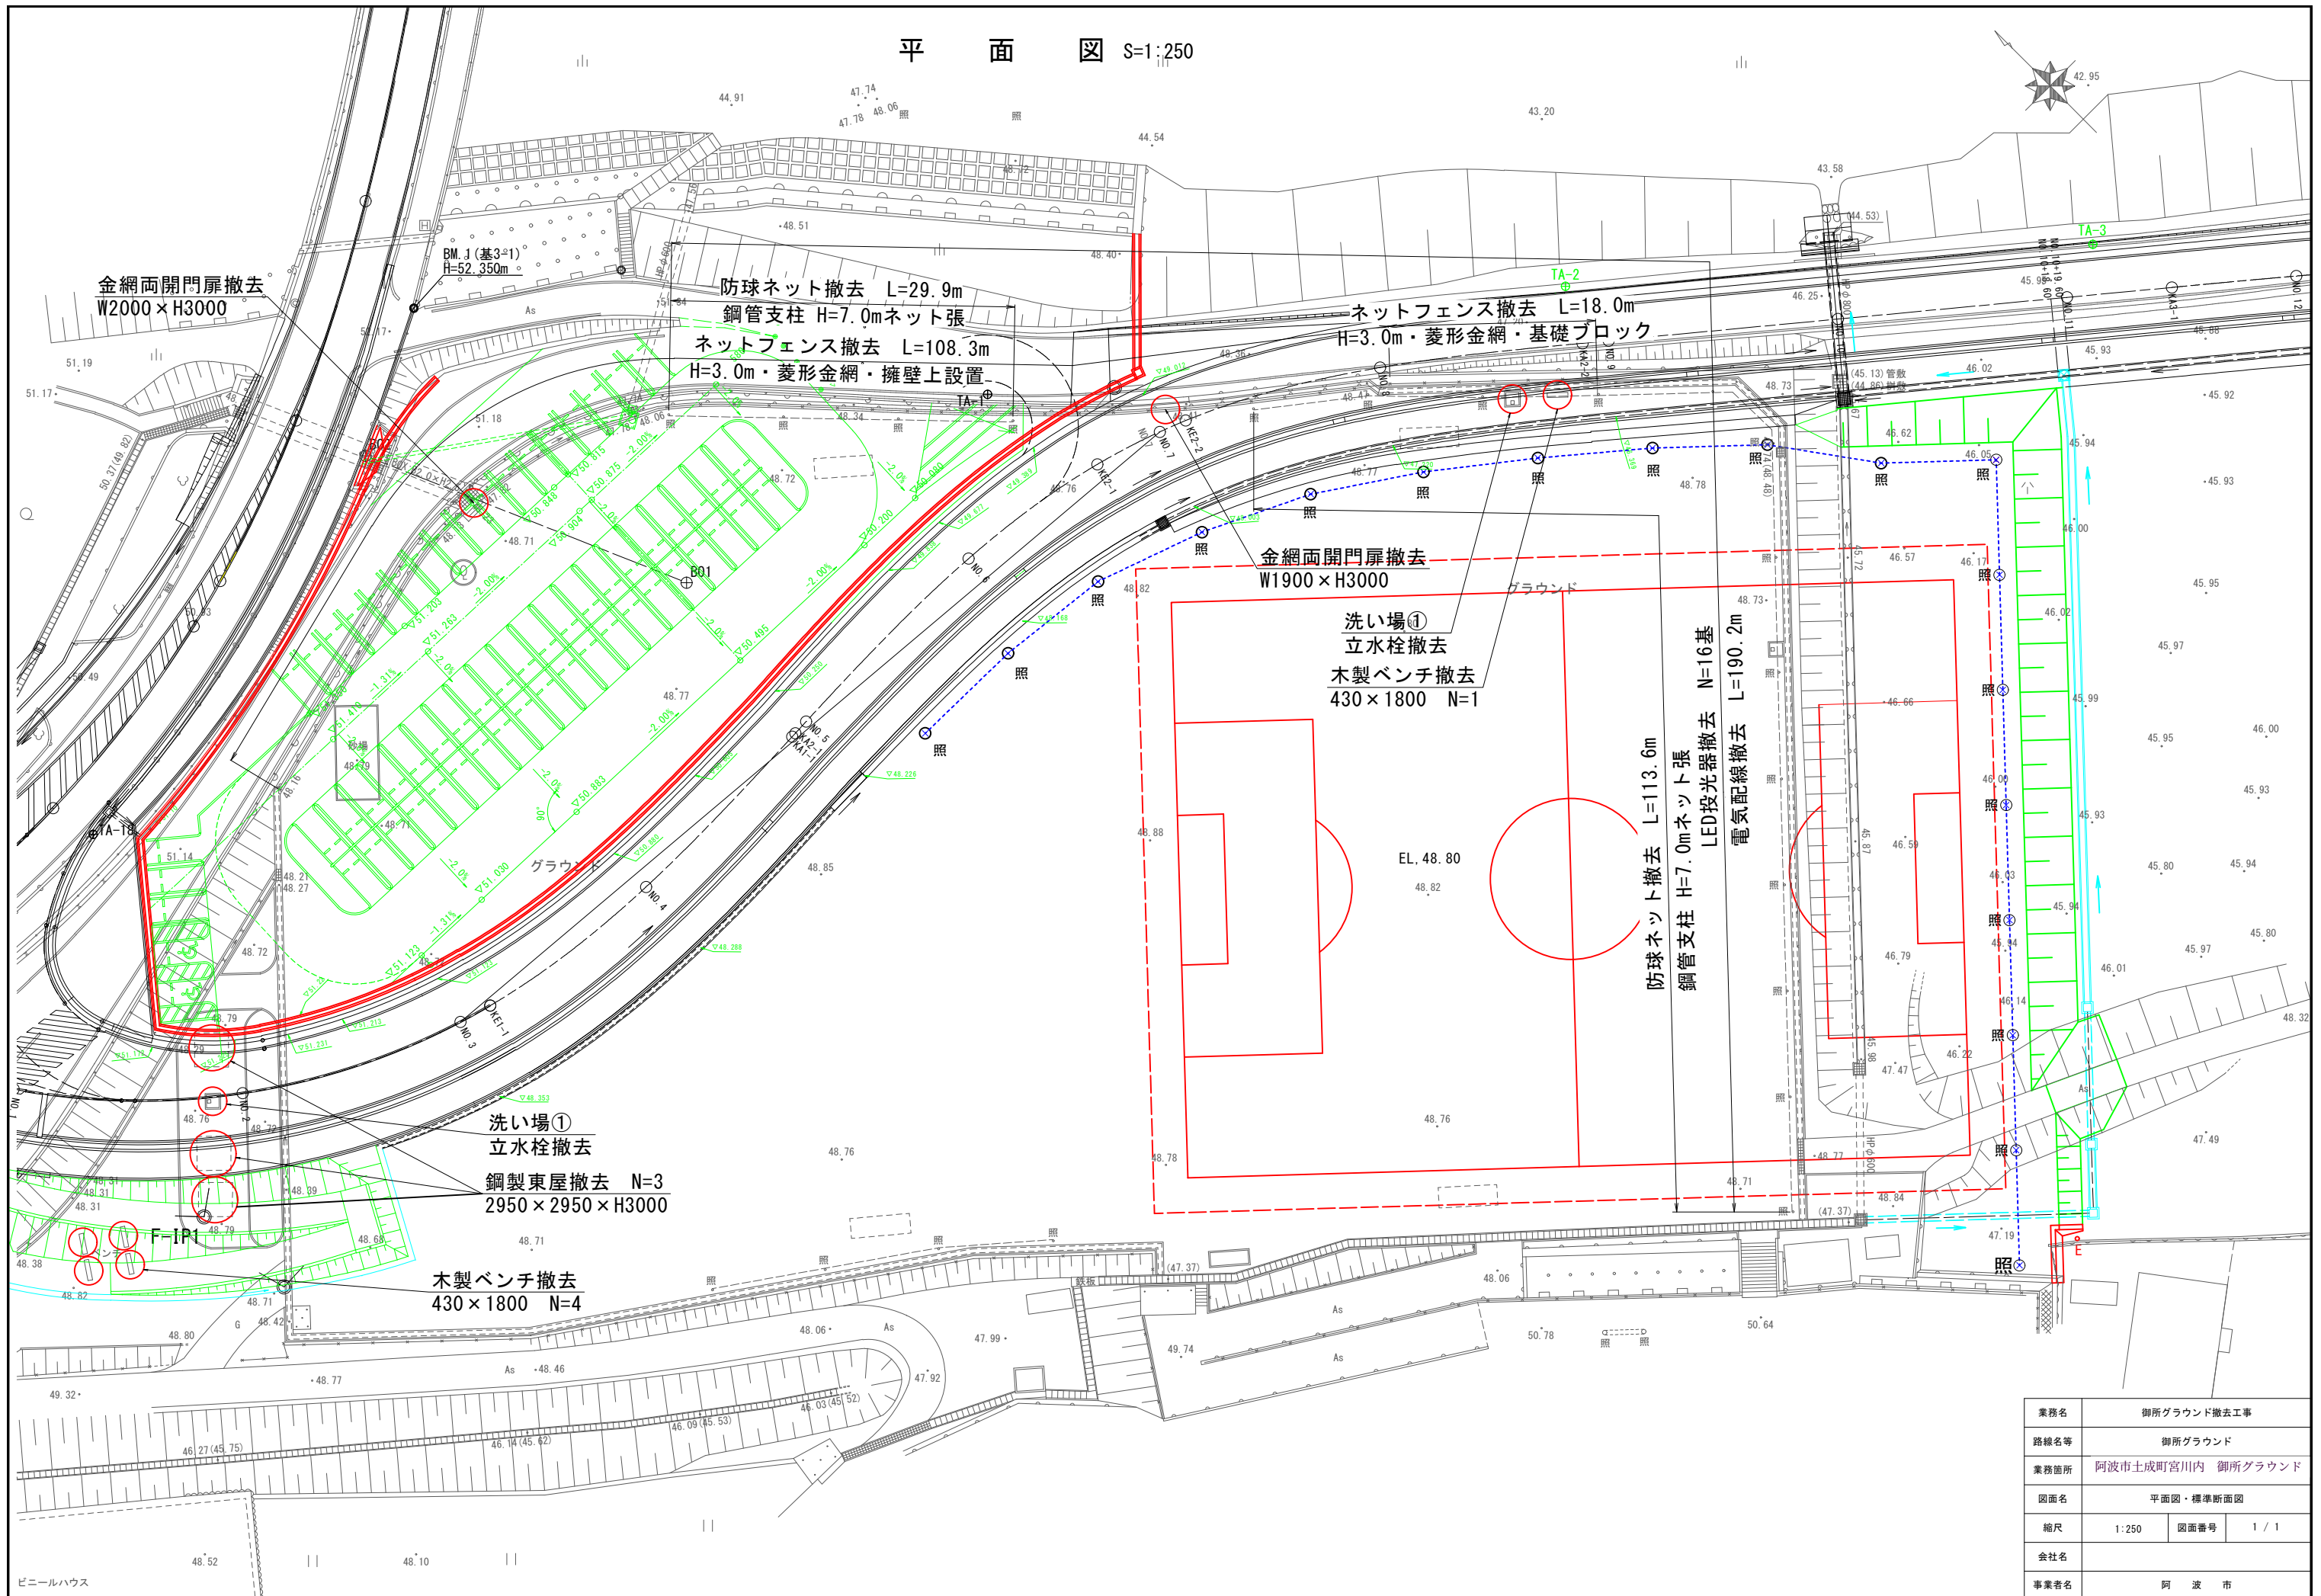

業務名	御所グラウンド撤去工事		
路線名等	御所グラウンド		
業務箇所	阿波市土成町宮川内 御所グラウンド		
図面名	平面図・標準断面図		
縮尺	1:250	図面番号	1 / 1
会社名			
事業者名	阿 波 市		

建 物 等 配 置 図

建 物 等 の 所 在

徳島県阿波市土成町宮川内字広坪89地先

建 物 等 の 所 有 者

阿波市

残 地

起 業 地

残 地

木製ベンチ【補償対象外】

木製ベンチ【補償対象外】

木製ベンチ【補償対象外】

木製ベンチ【補償対象外】

③⑩ インターlockingブロック敷【厚60mm】
【面積→30.95m²】

③⑩ ブロック縁石
【120mm×120mm×600mm】

⑧ インターlockingブロック敷【厚60mm】
【面積→83.68m²】

⑮ 洗い場①【1,360mm×1,360mm・水飲共】

⑮ 給水設備①【弁類・配管】

⑮ 排水設備①【溜槽・配管】

⑮L=12.25m

⑮L=3.34m

⑮L=0.72m

⑮L=2.22m

⑮L=8.12m

⑮L=7.12m

⑮L=6.60m

⑮L=6.27m

⑮L=15.37m

⑨ 東屋【鋼製・2,950mm×2,950mm】

⑩ スツール【木製・φ430mm×高400mm】
【4箇所】

⑮L=4.52m

⑮L=13.18m

⑮L=21.73m

⑮L=5.42m

⑮L=3.65m

⑮ 給水設備②【水栓・弁類・配管】

⑮ コンクリート側溝【鋼板製リブ蓋】【幅300mm×平均高350mm】

※給水設備・排水設備における経路等詳細は設備図を参照

御所グラウンド

工作物配置図②
S=1/100

残 地



起 業 地

残 地


縮 尺

1 / 100

名 称	ネットフェンス	規 格	高3,000mm・菱形金網・擁壁上設置
-----	---------	-----	---------------------

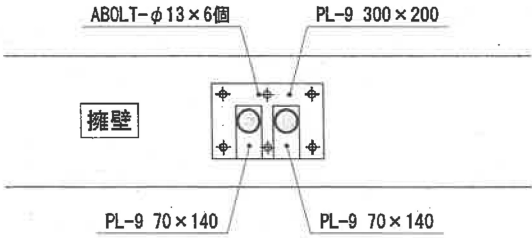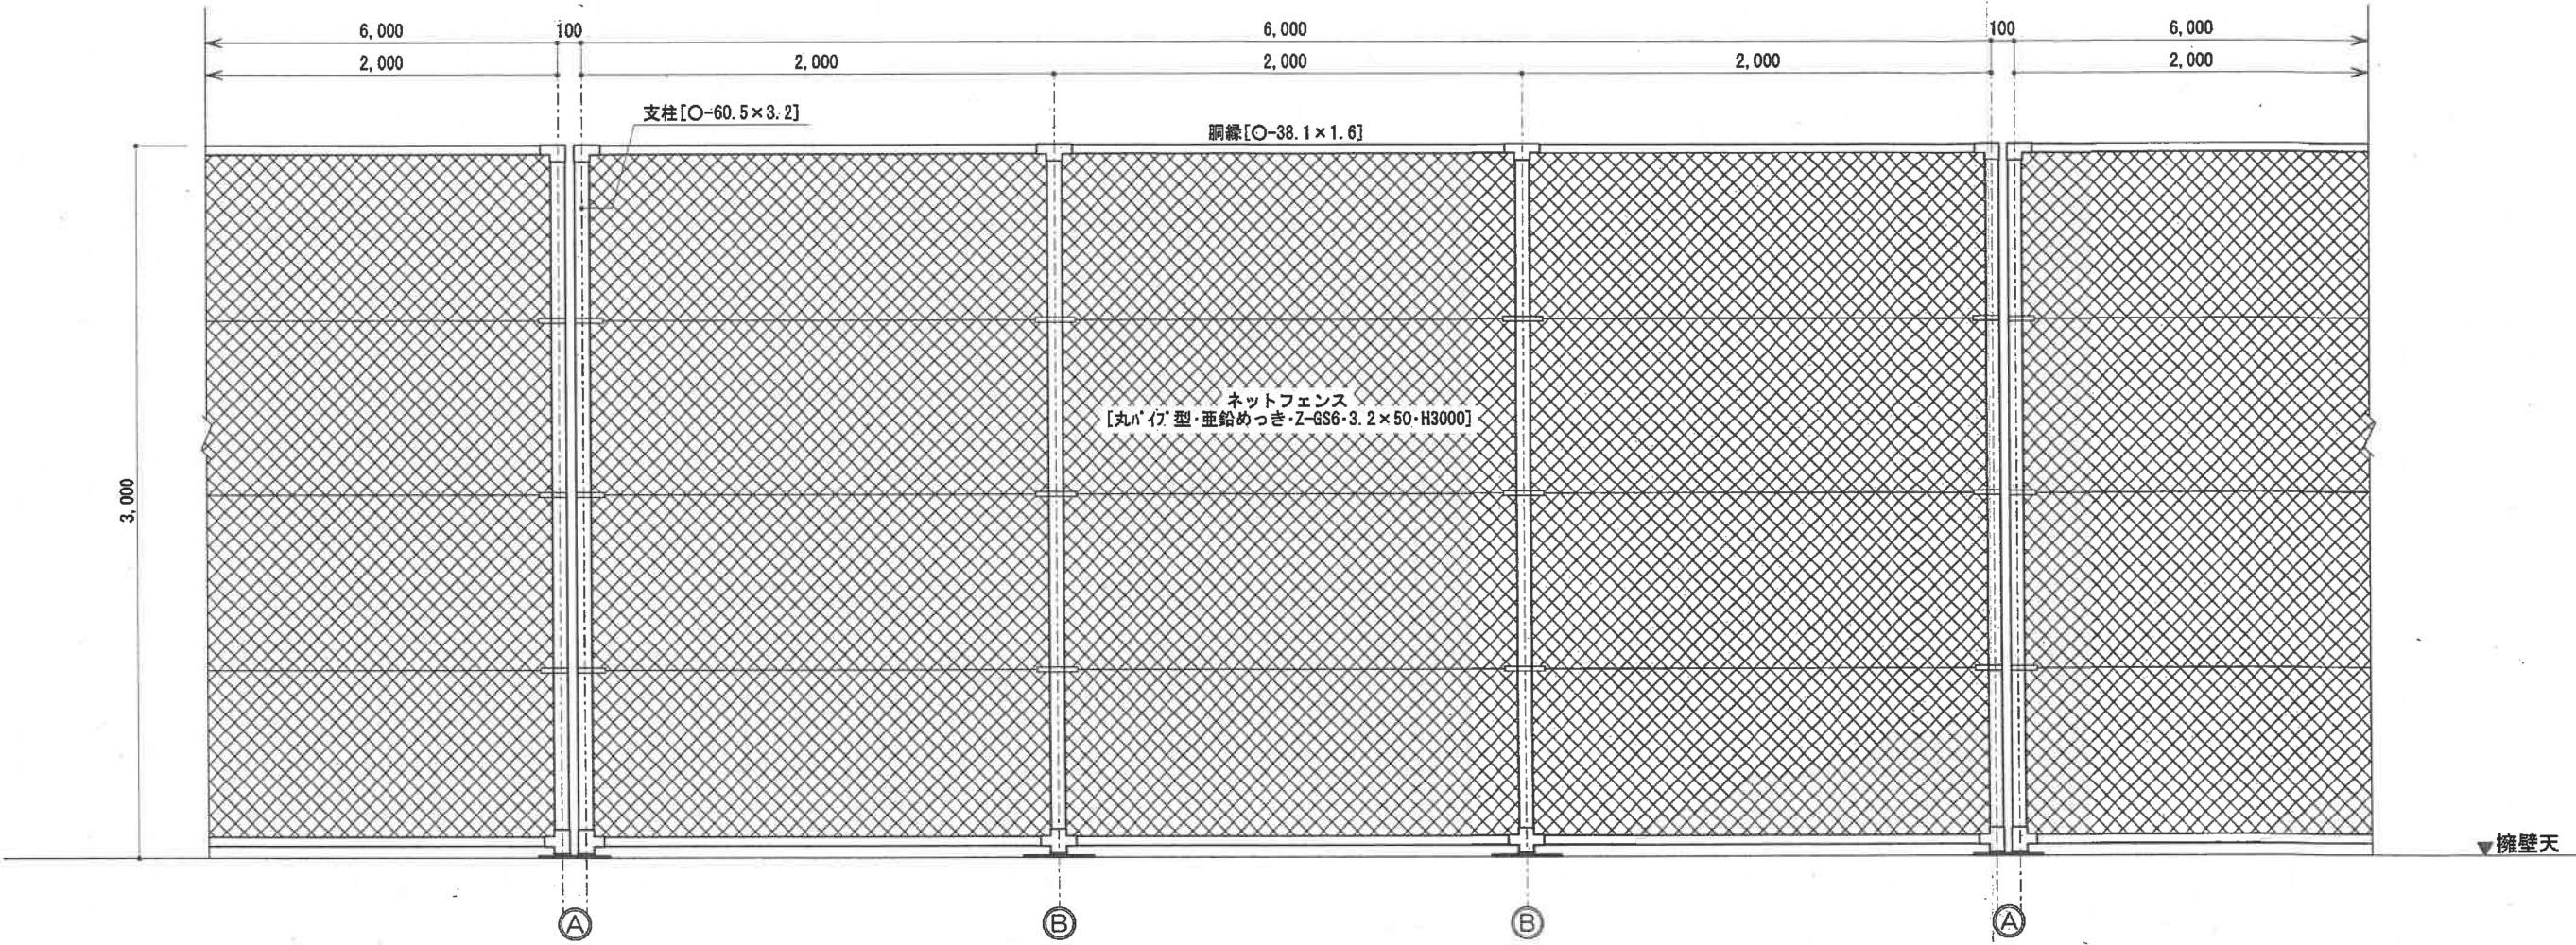


[A 通り] 基礎伏図 S=1/20

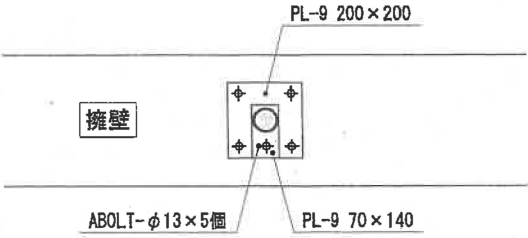


[B 通り] 基礎伏図 S=1/20


名 称	ネットフェンス	規 格	高3,000mm・菱形金網・基礎含
-----	---------	-----	-------------------

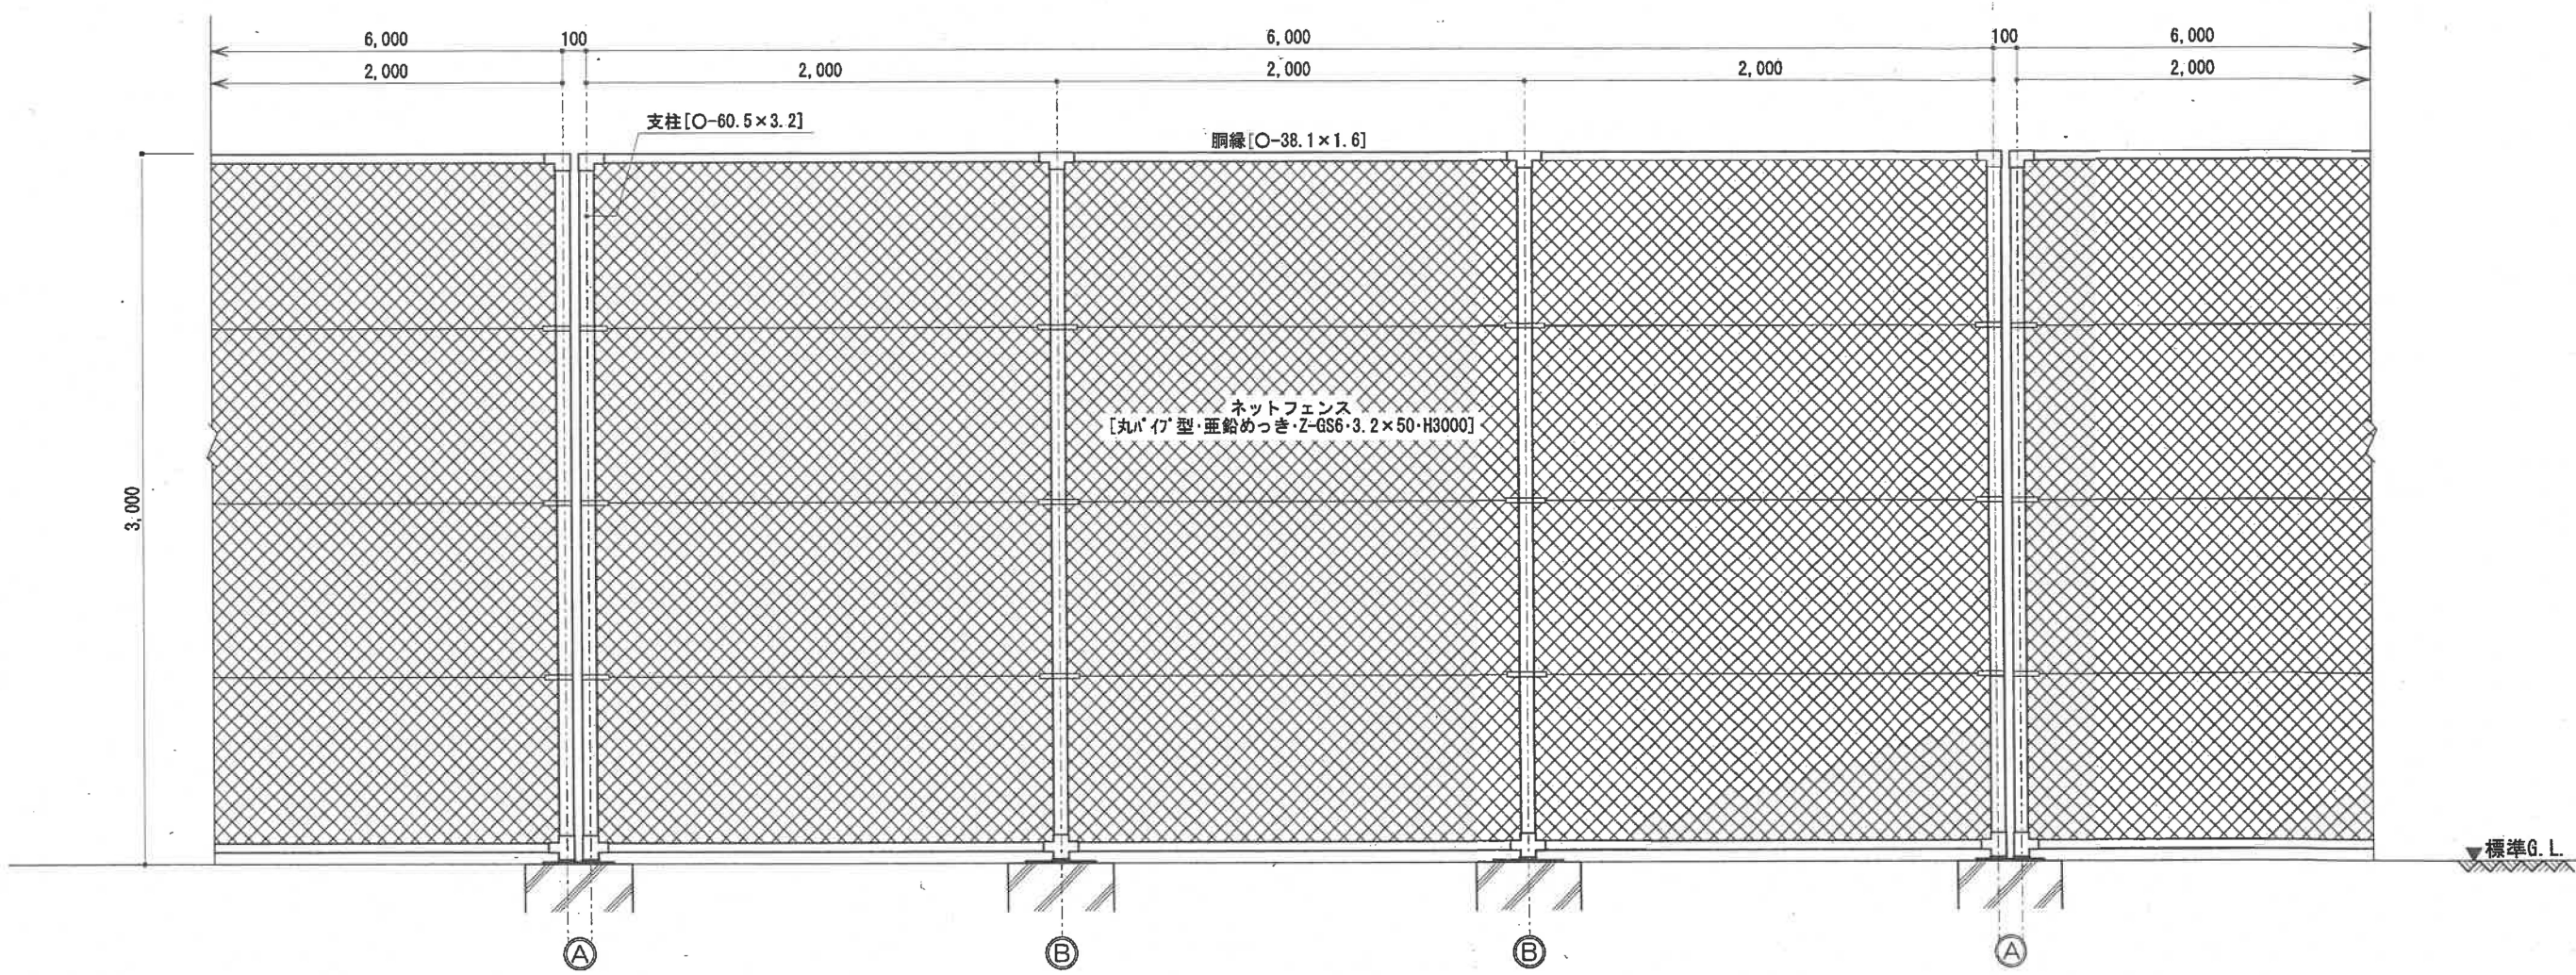


[標準] 正面図 S=1/30

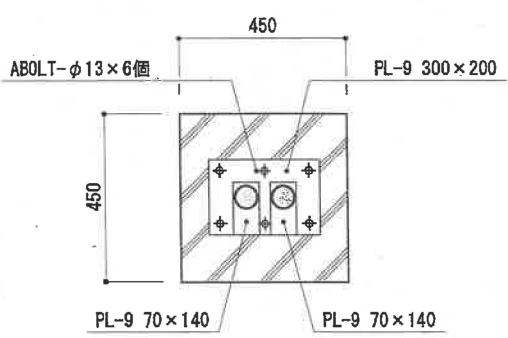

[A通り] 基礎伏図 S=1/20


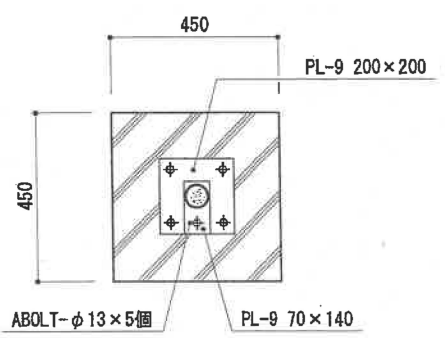


[B通り] 基礎伏図 S=1/20

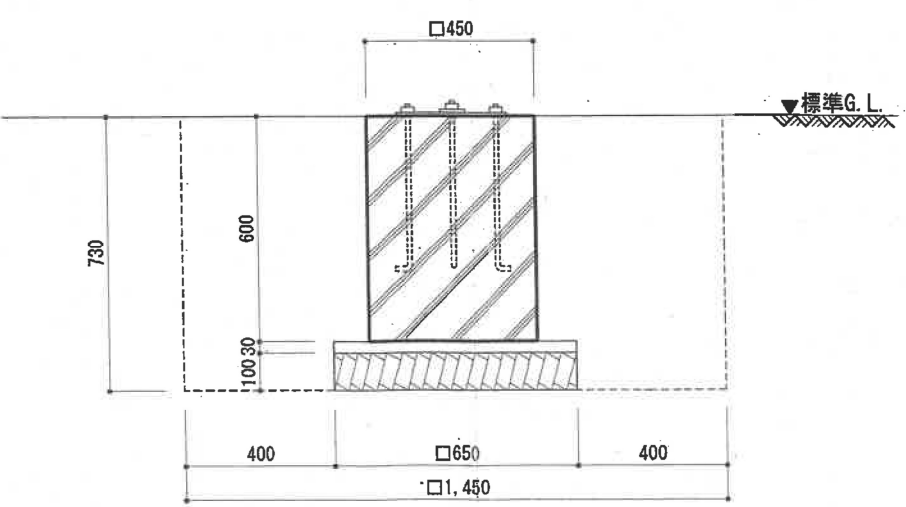

[共通] 基礎断面図 S=1/20

  鋼管支柱・高7,200mm・ネット張





名 称

防球ネット②

規 格

鋼管支柱・高7,000mm・ネット張


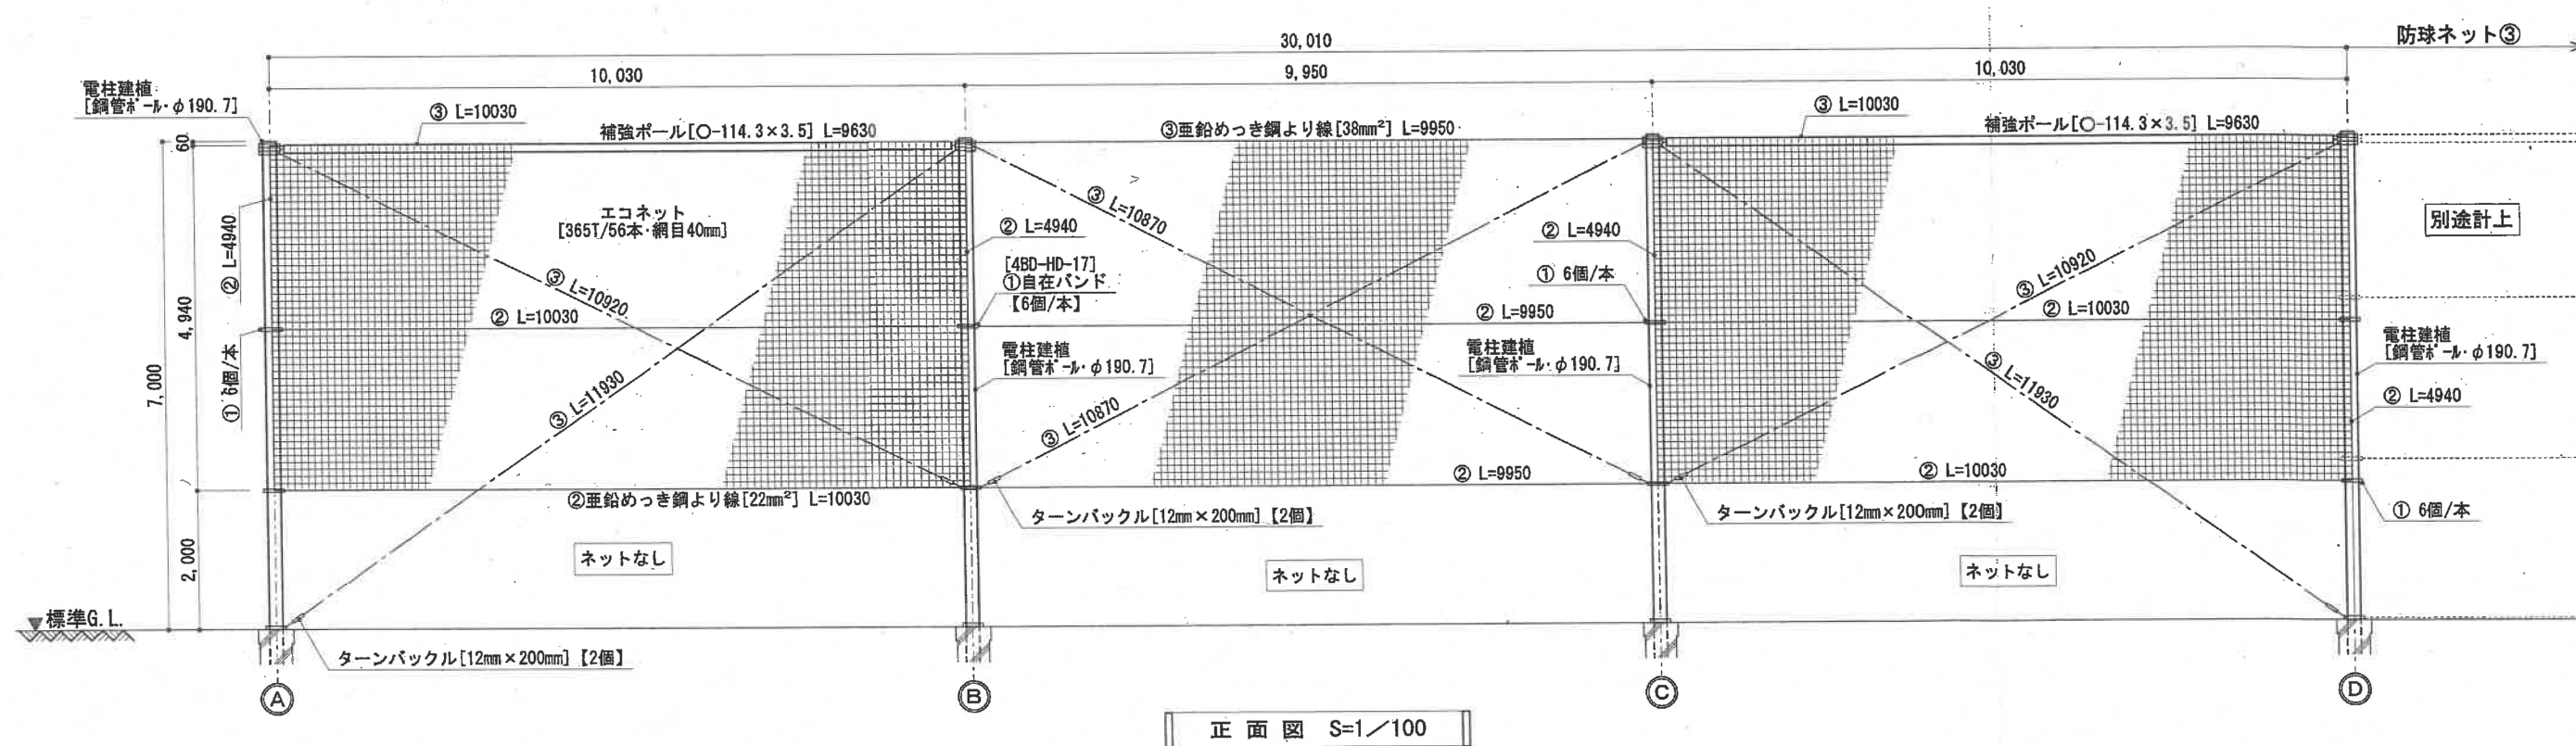
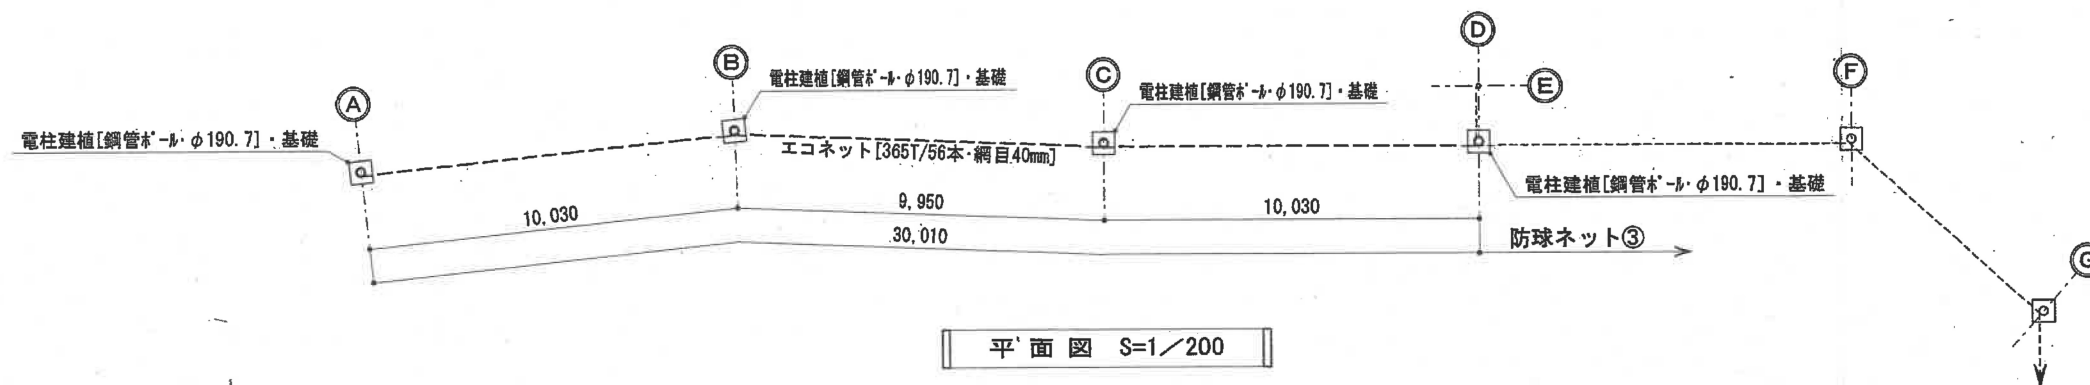




名 称



防球ネット③

規 格

鋼管支柱・高7,000mm・ネット張

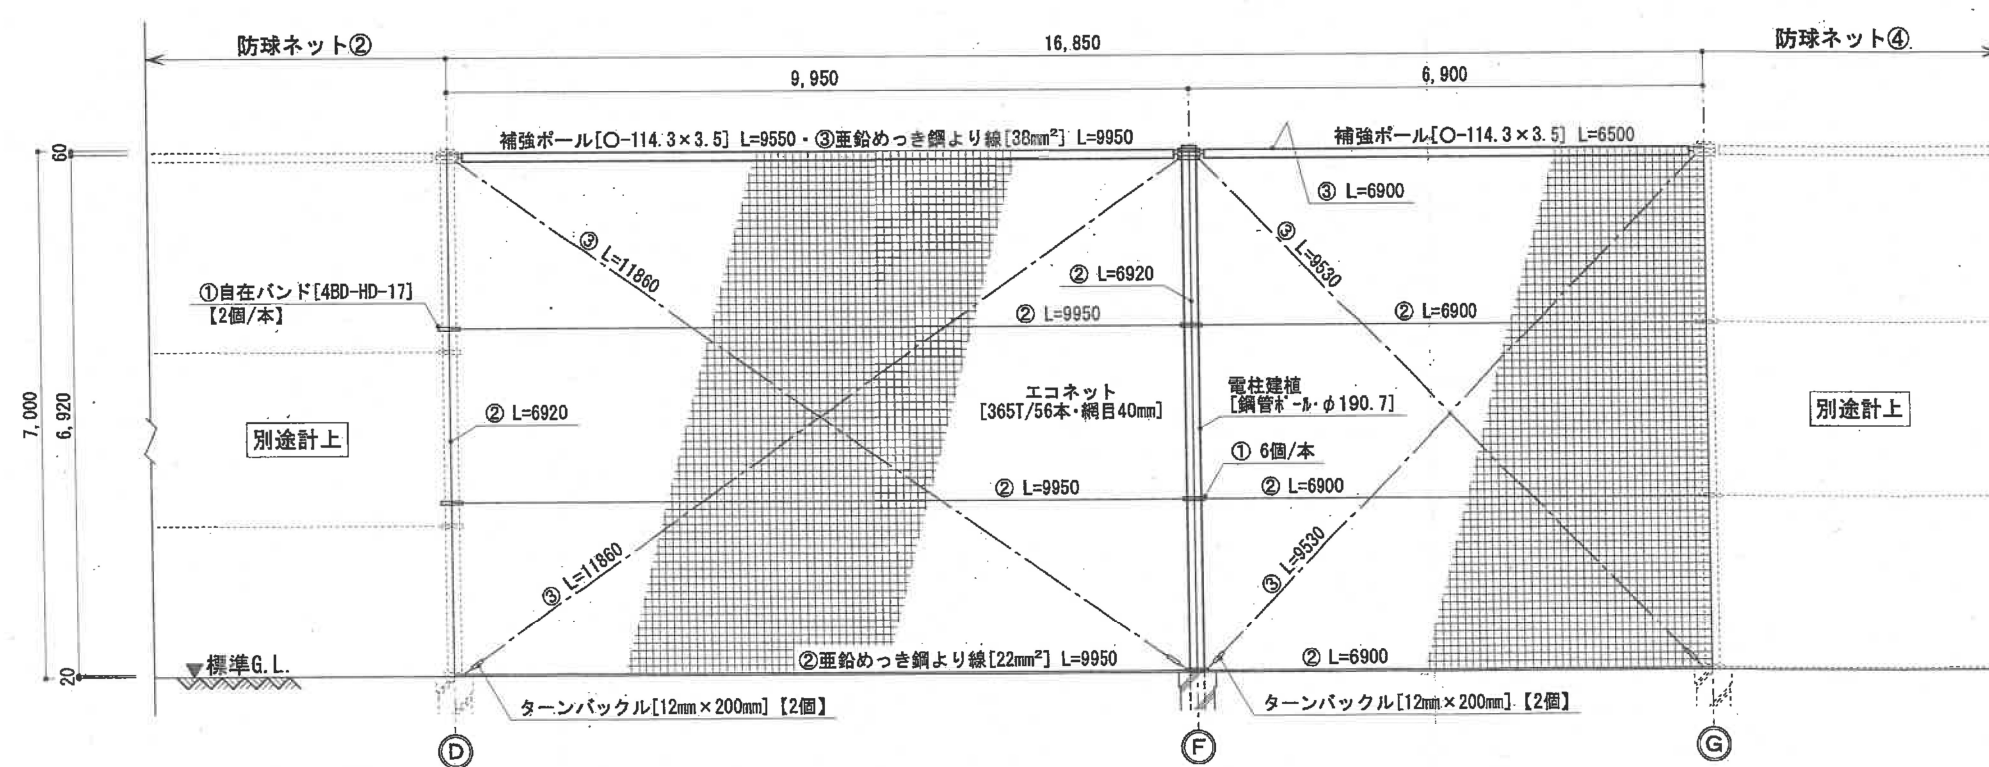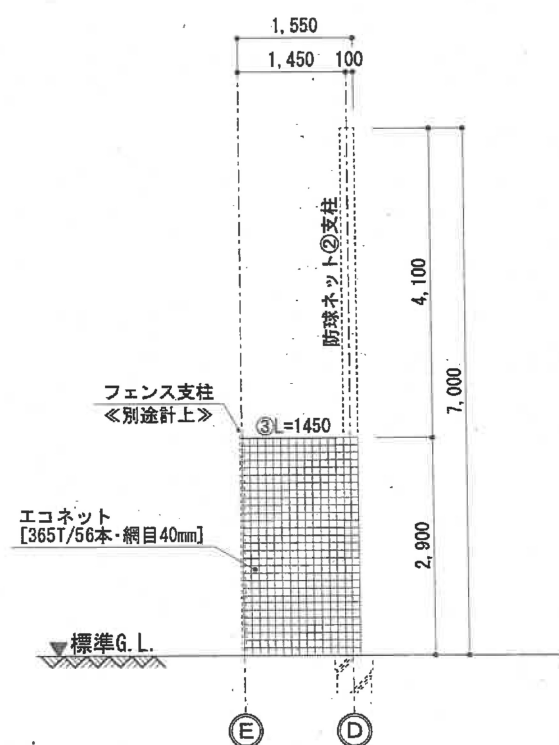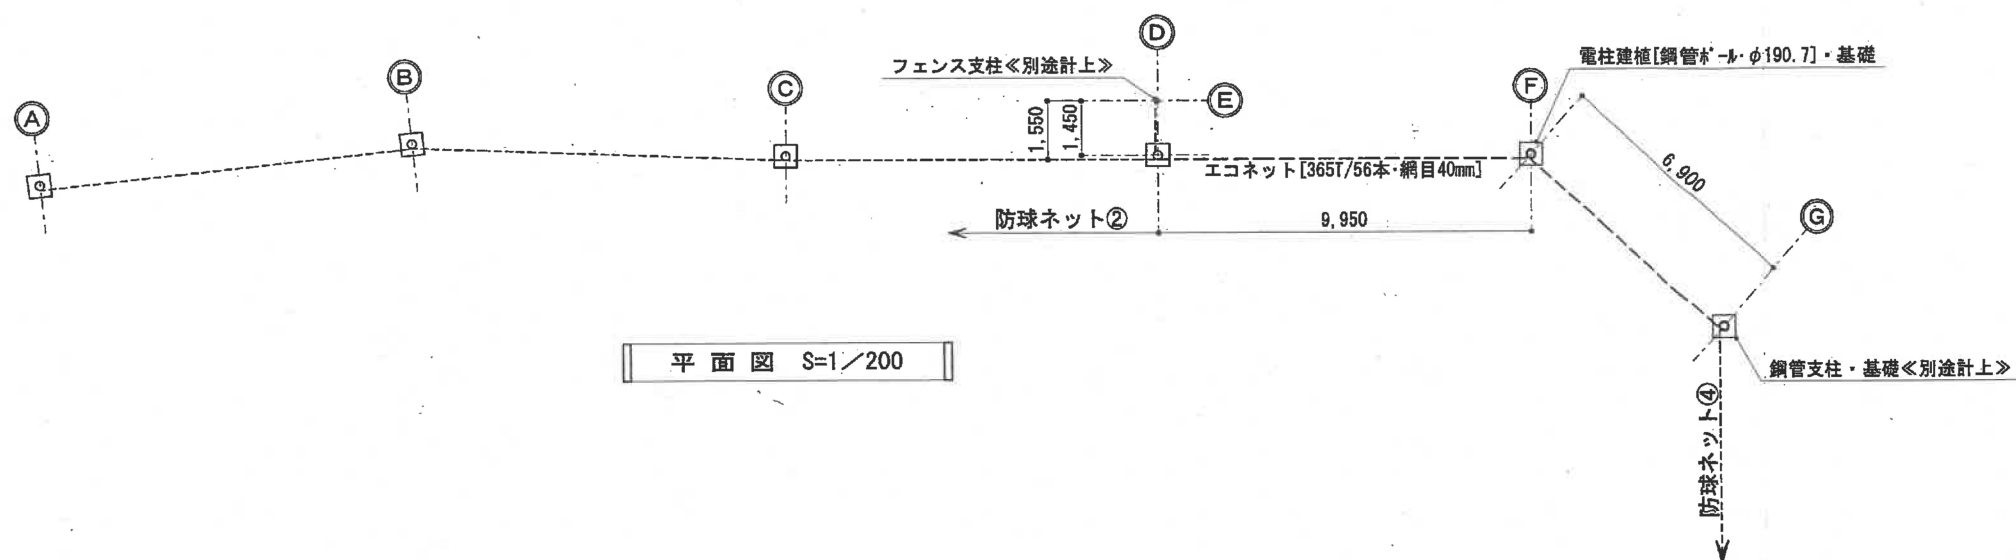

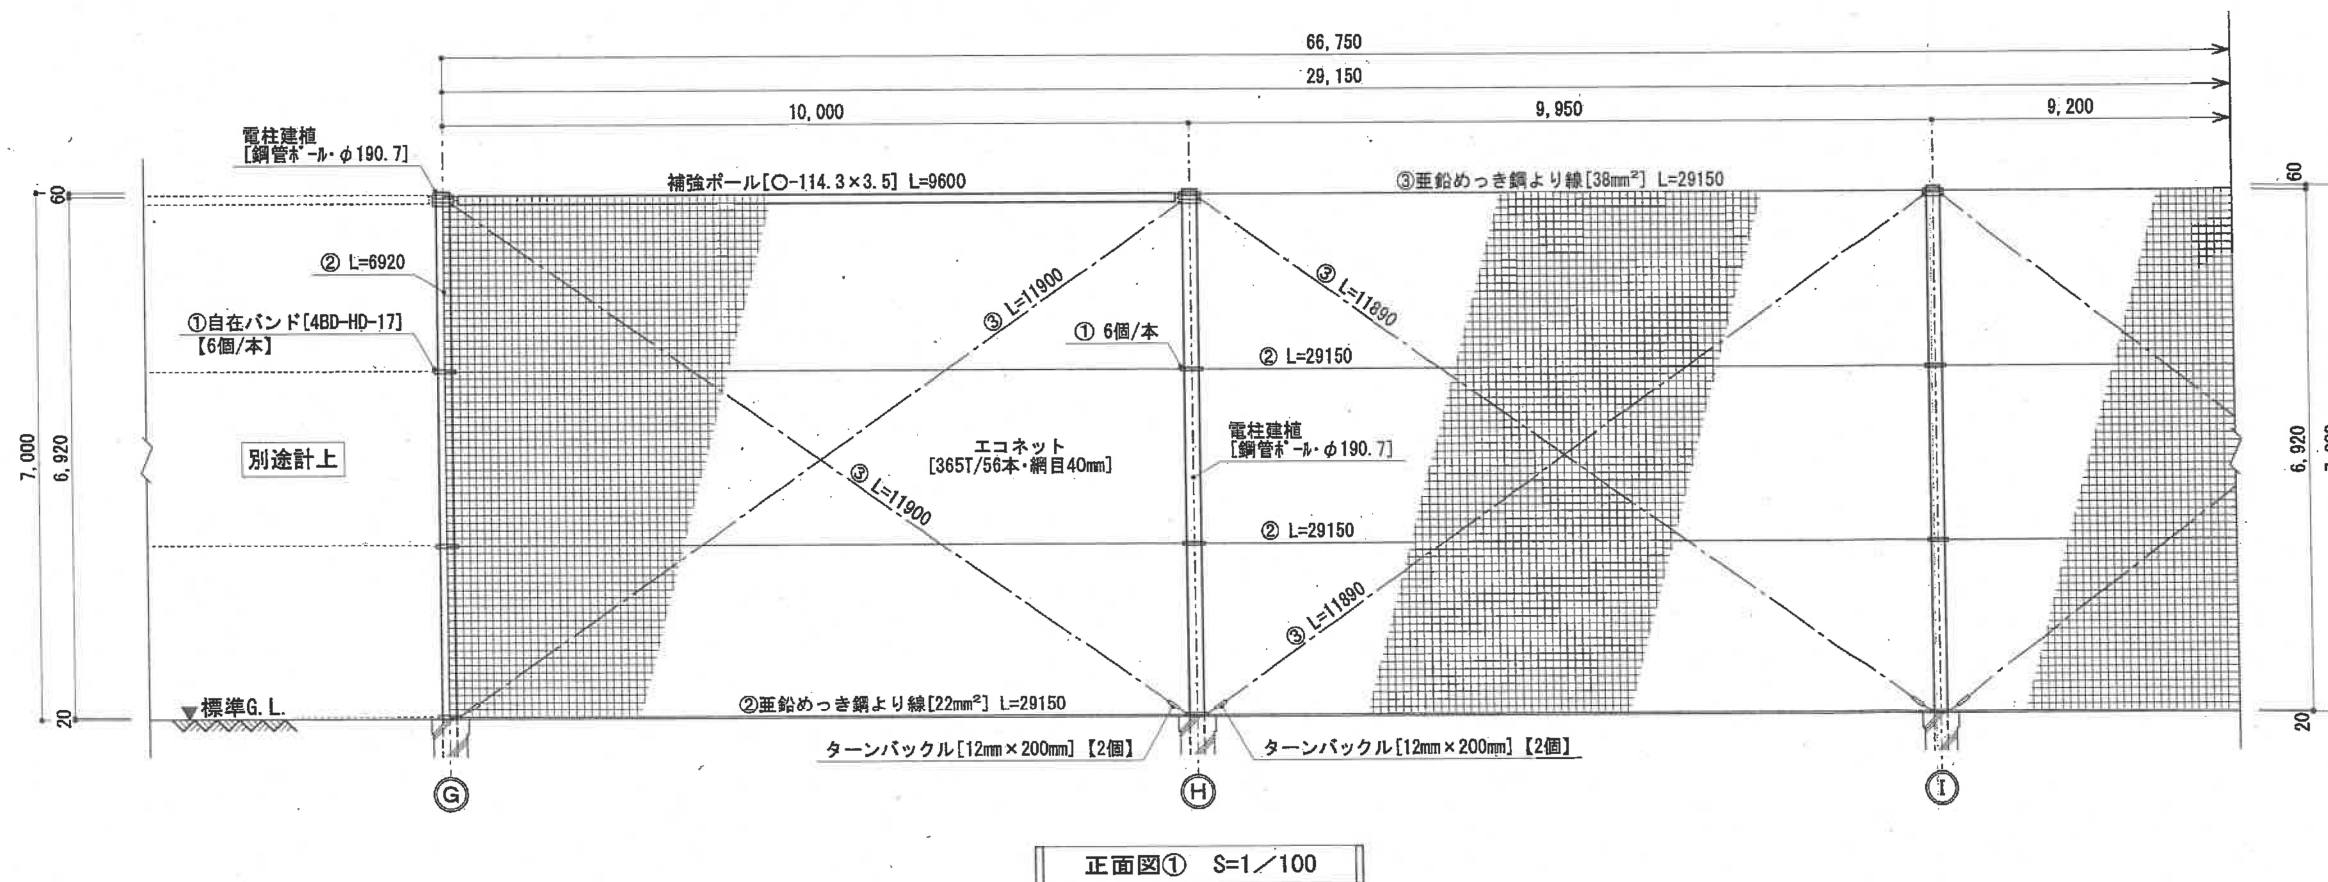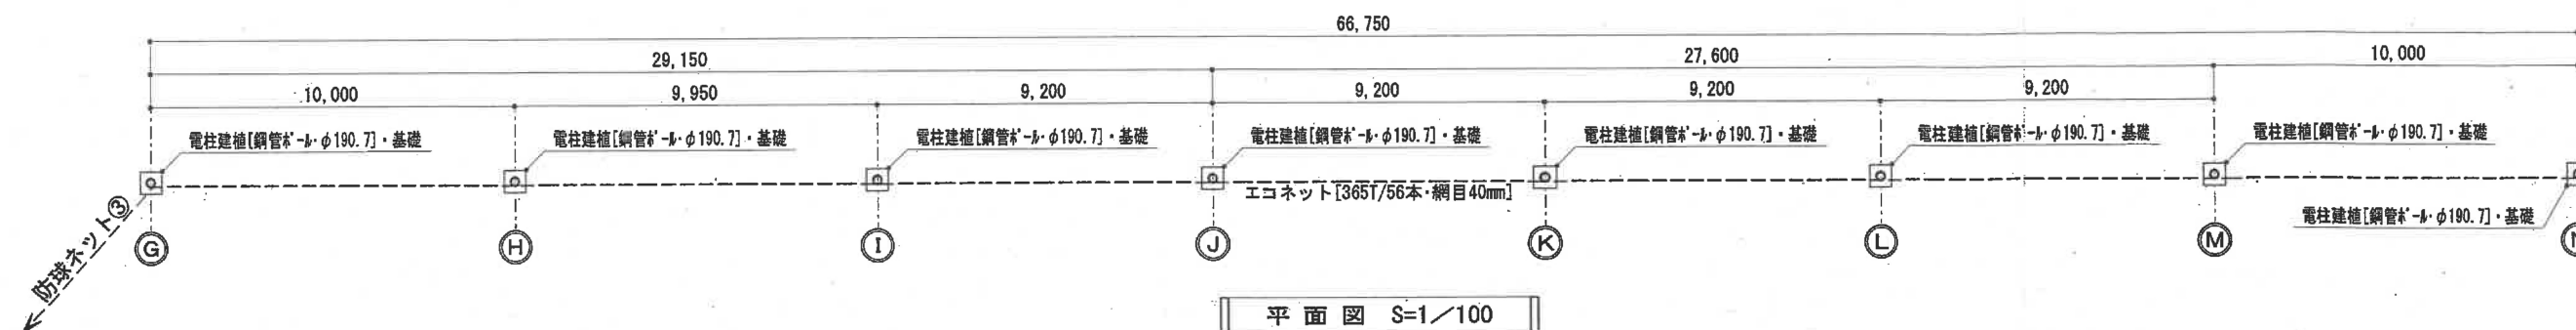

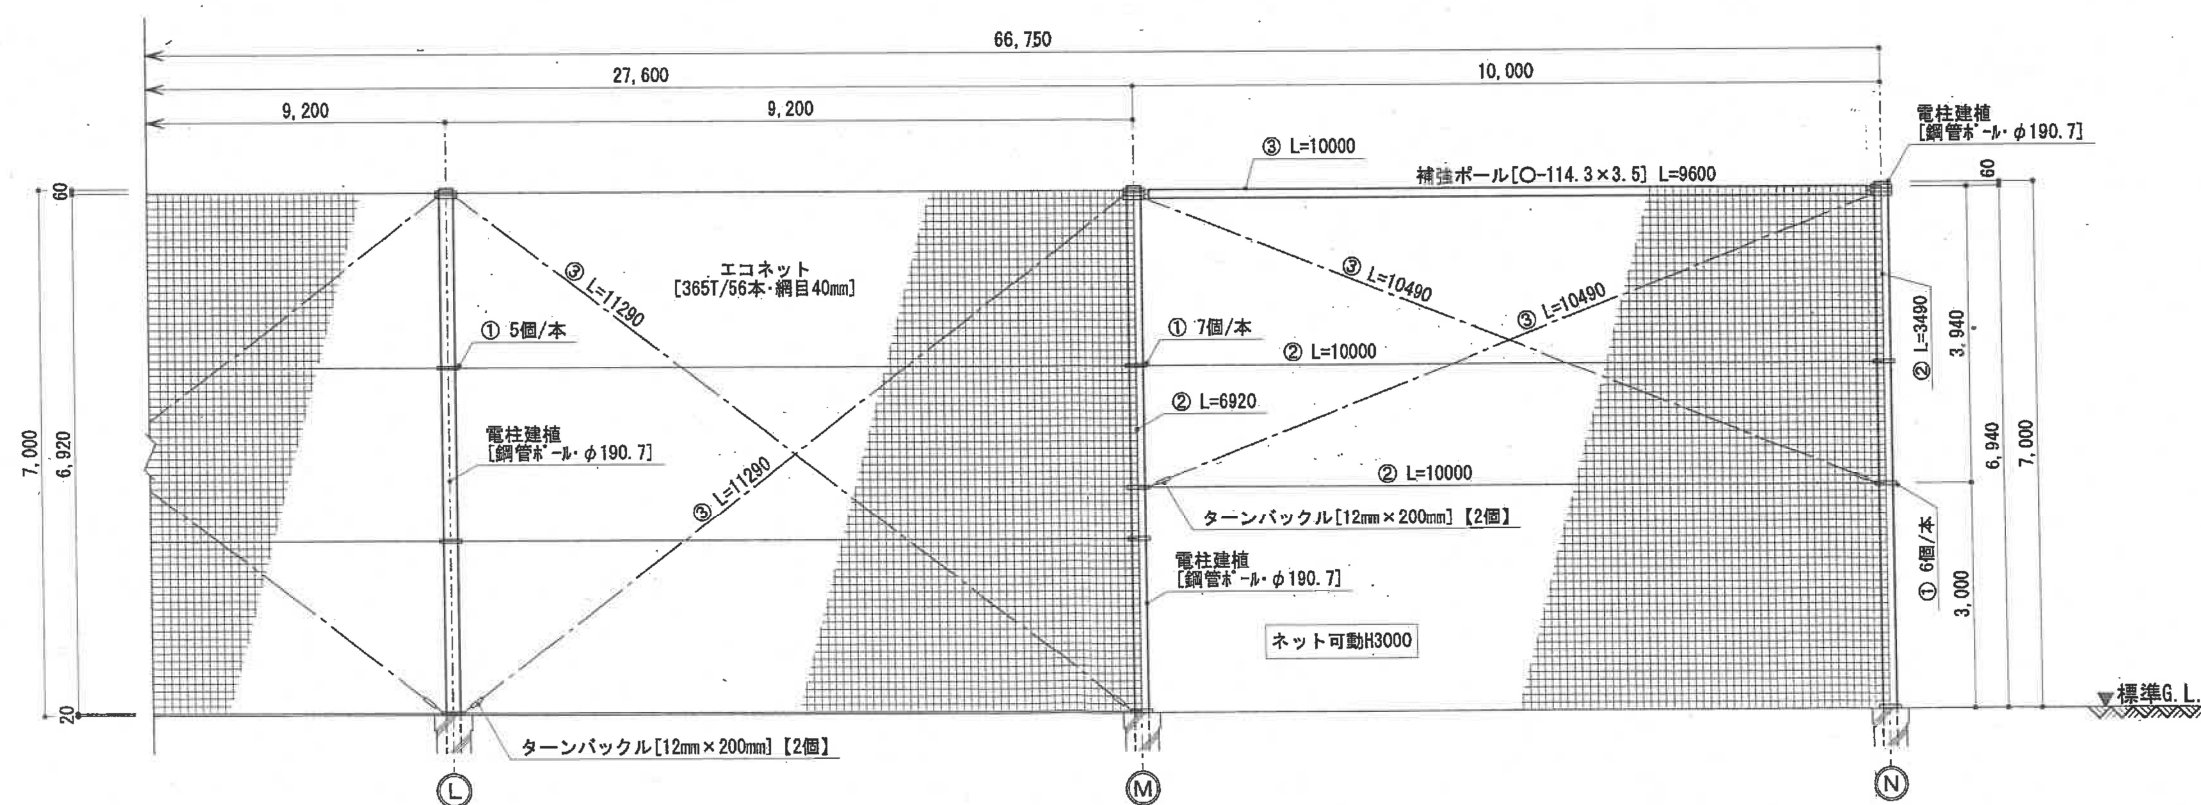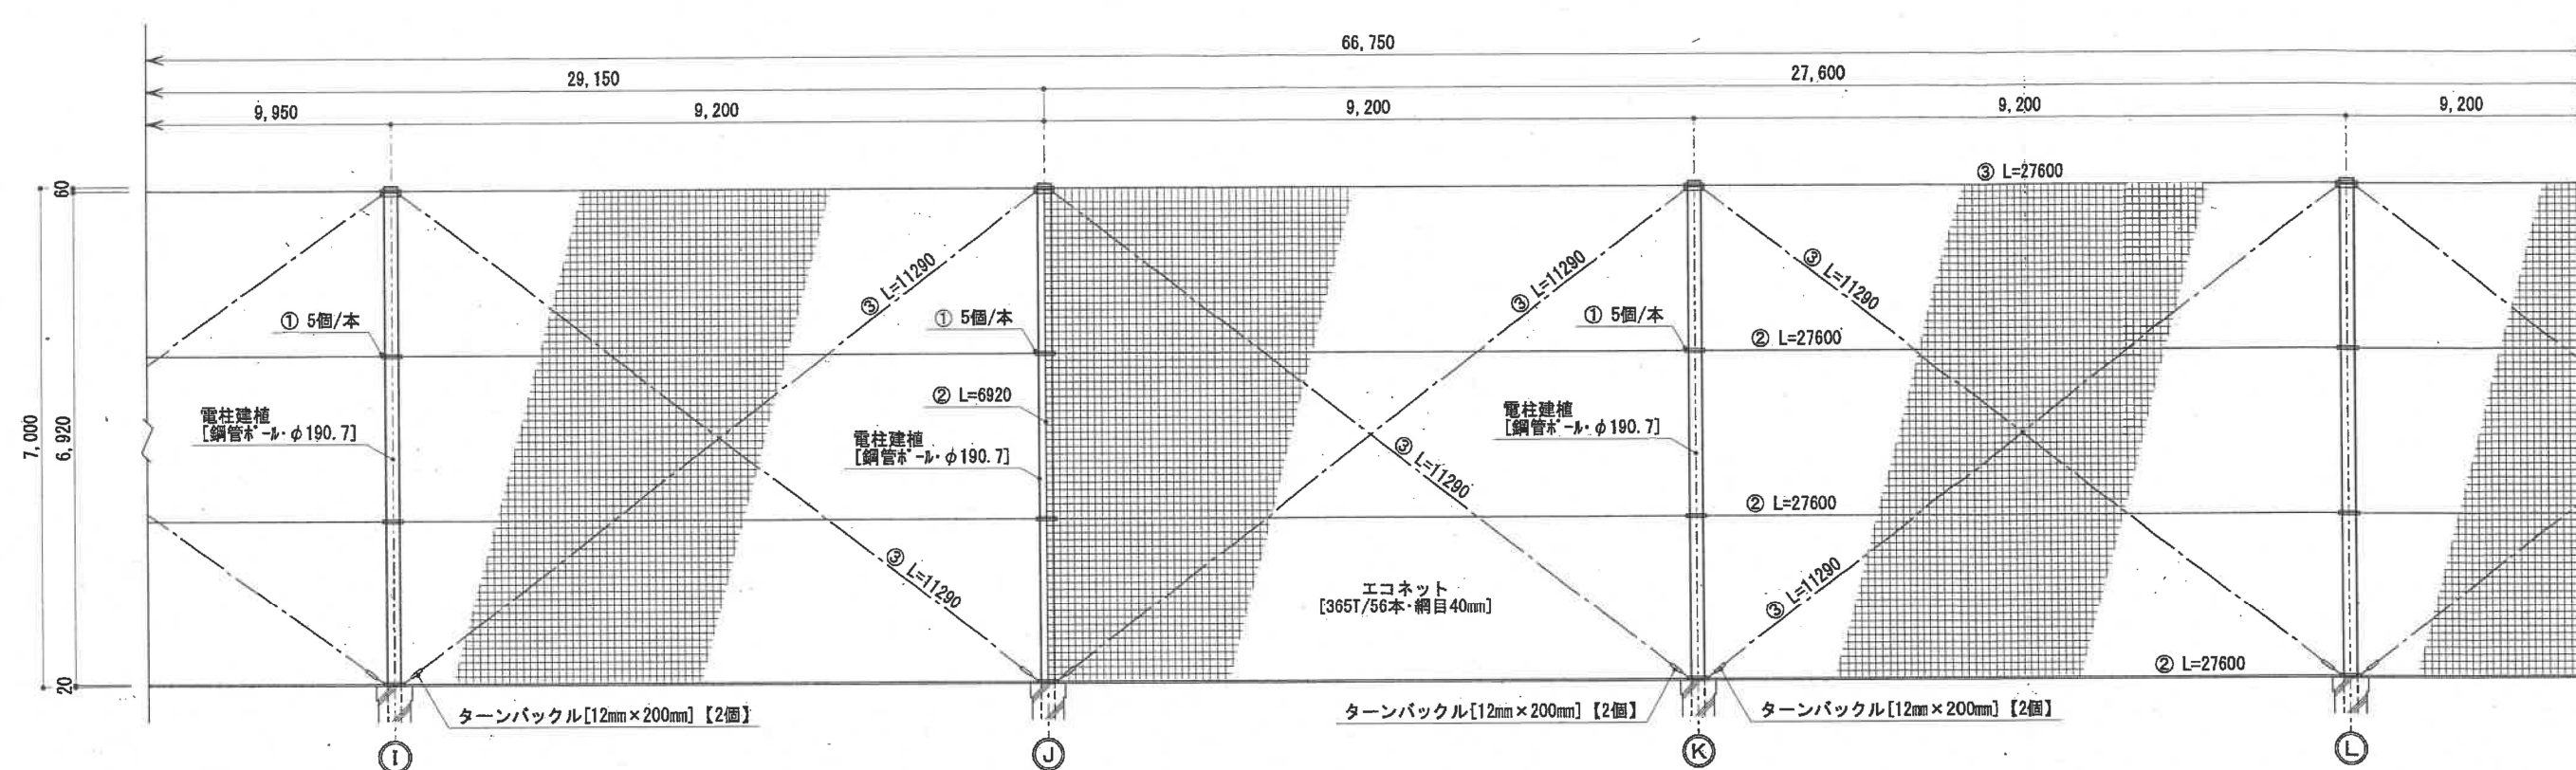


名 称

東屋


規 格

鋼製・2,950mm×2,950mm

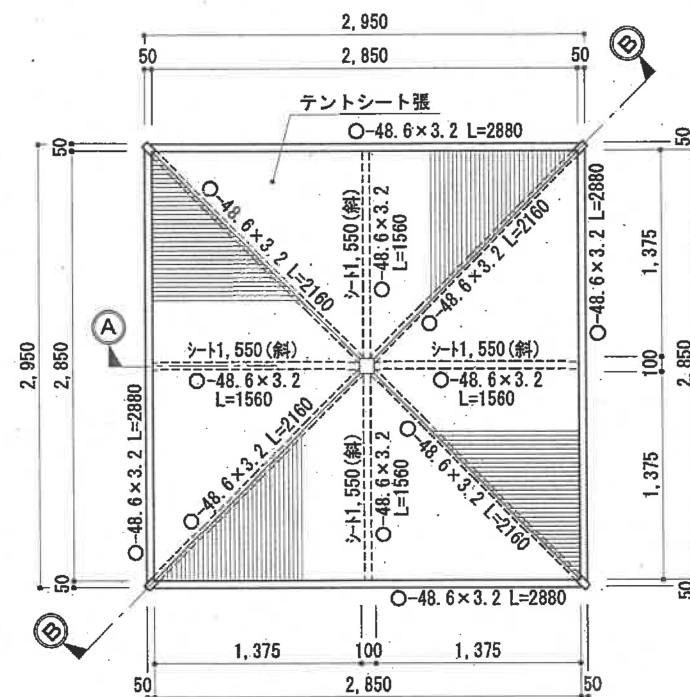


平面図 S=1/50


※鋼材は全てSOP塗

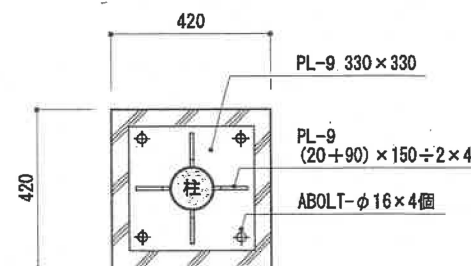


基礎伏図 S=1/20

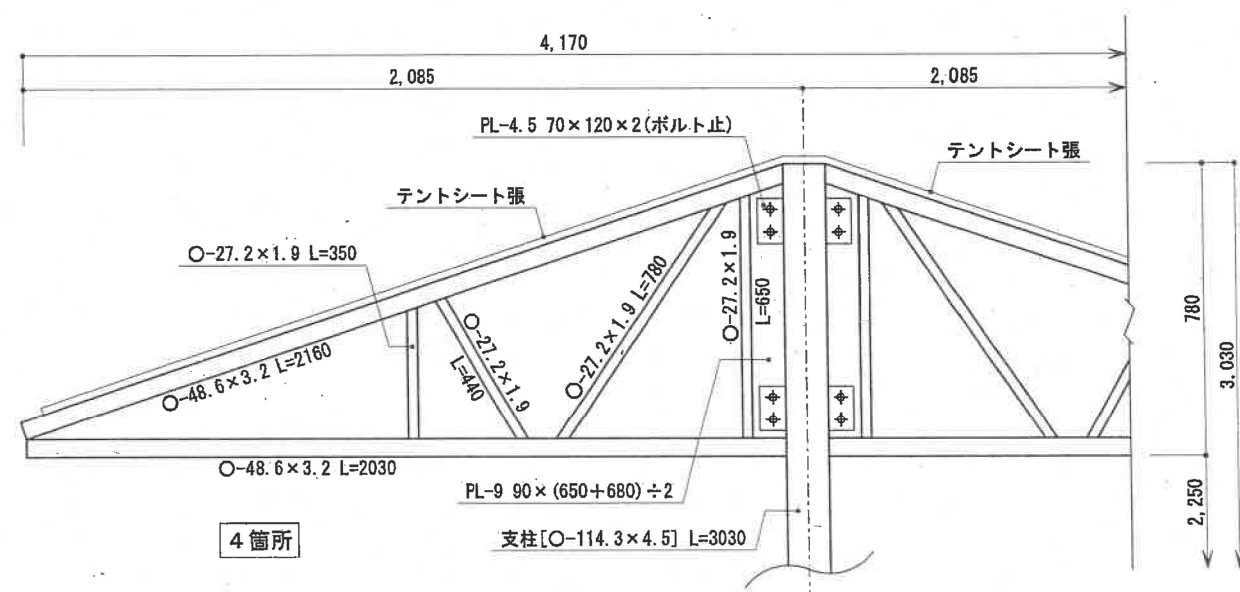

[B通り]断面図 S=1/20

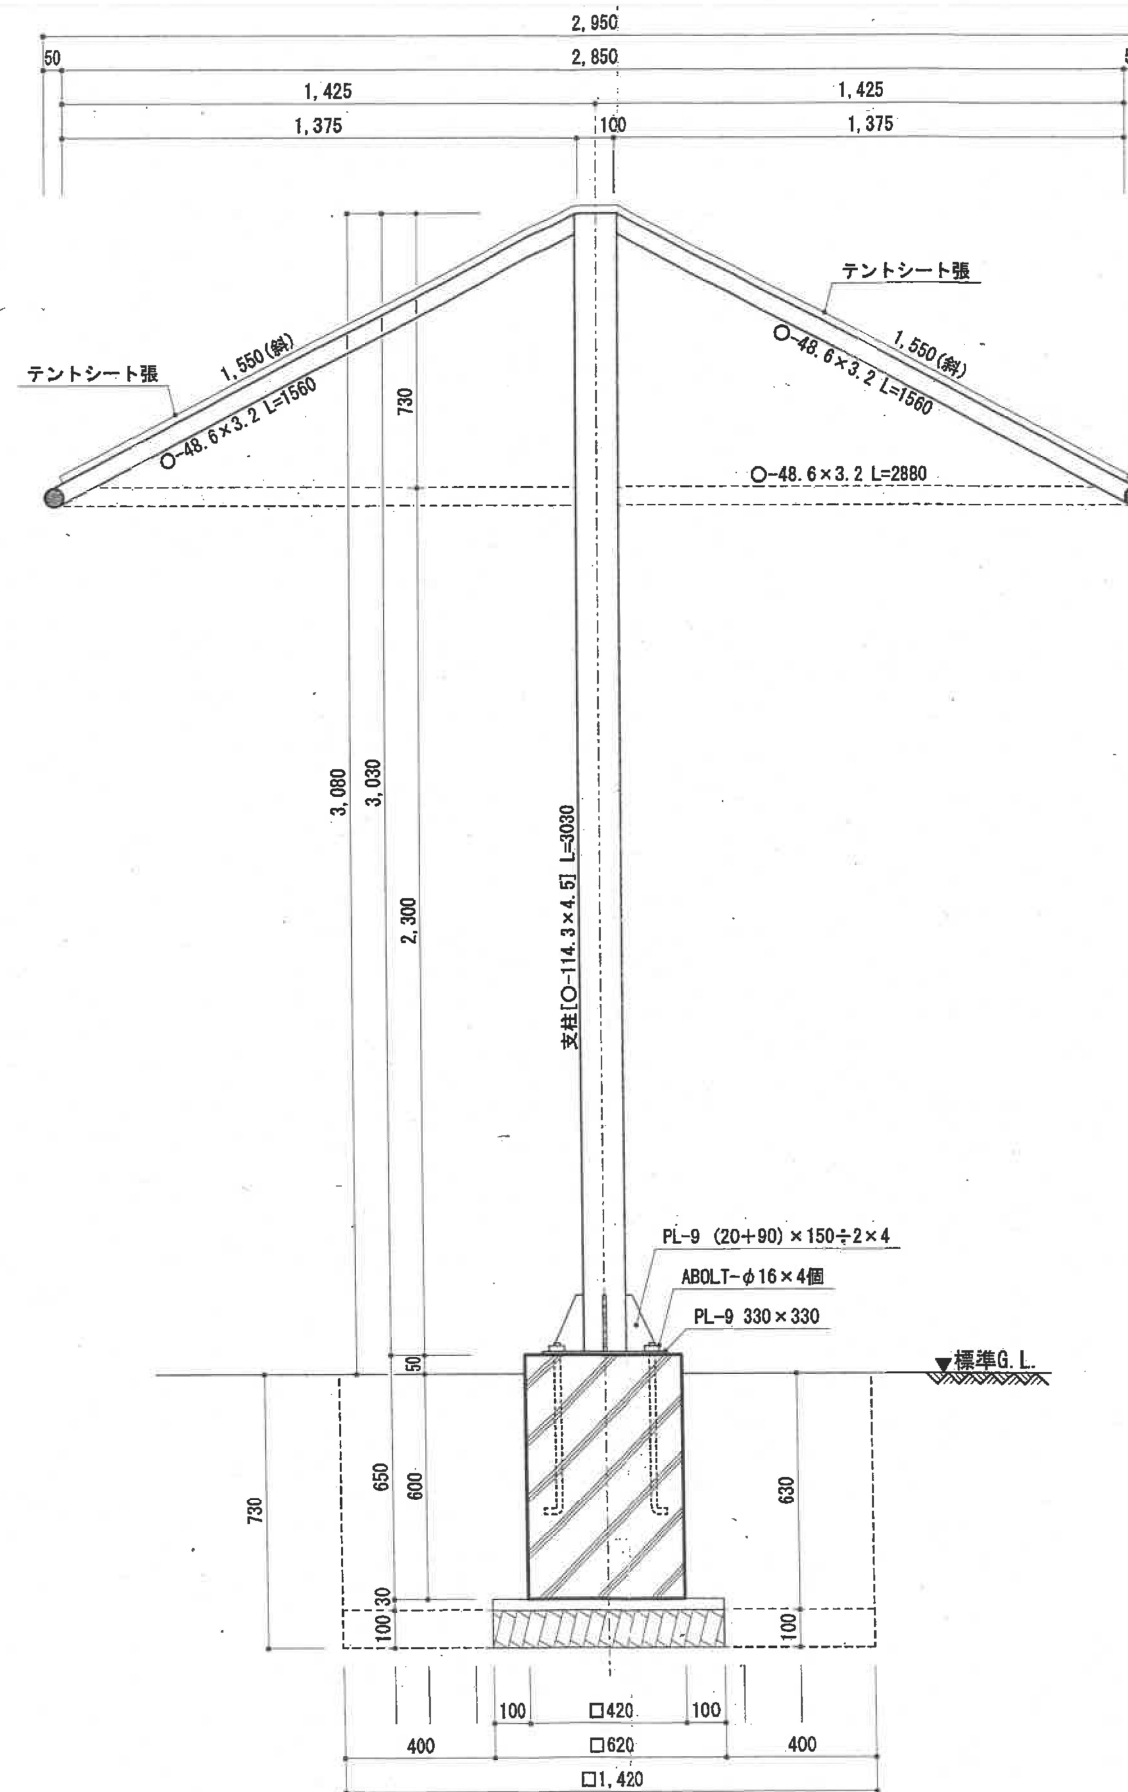



[A通り]断面図 S=1/20

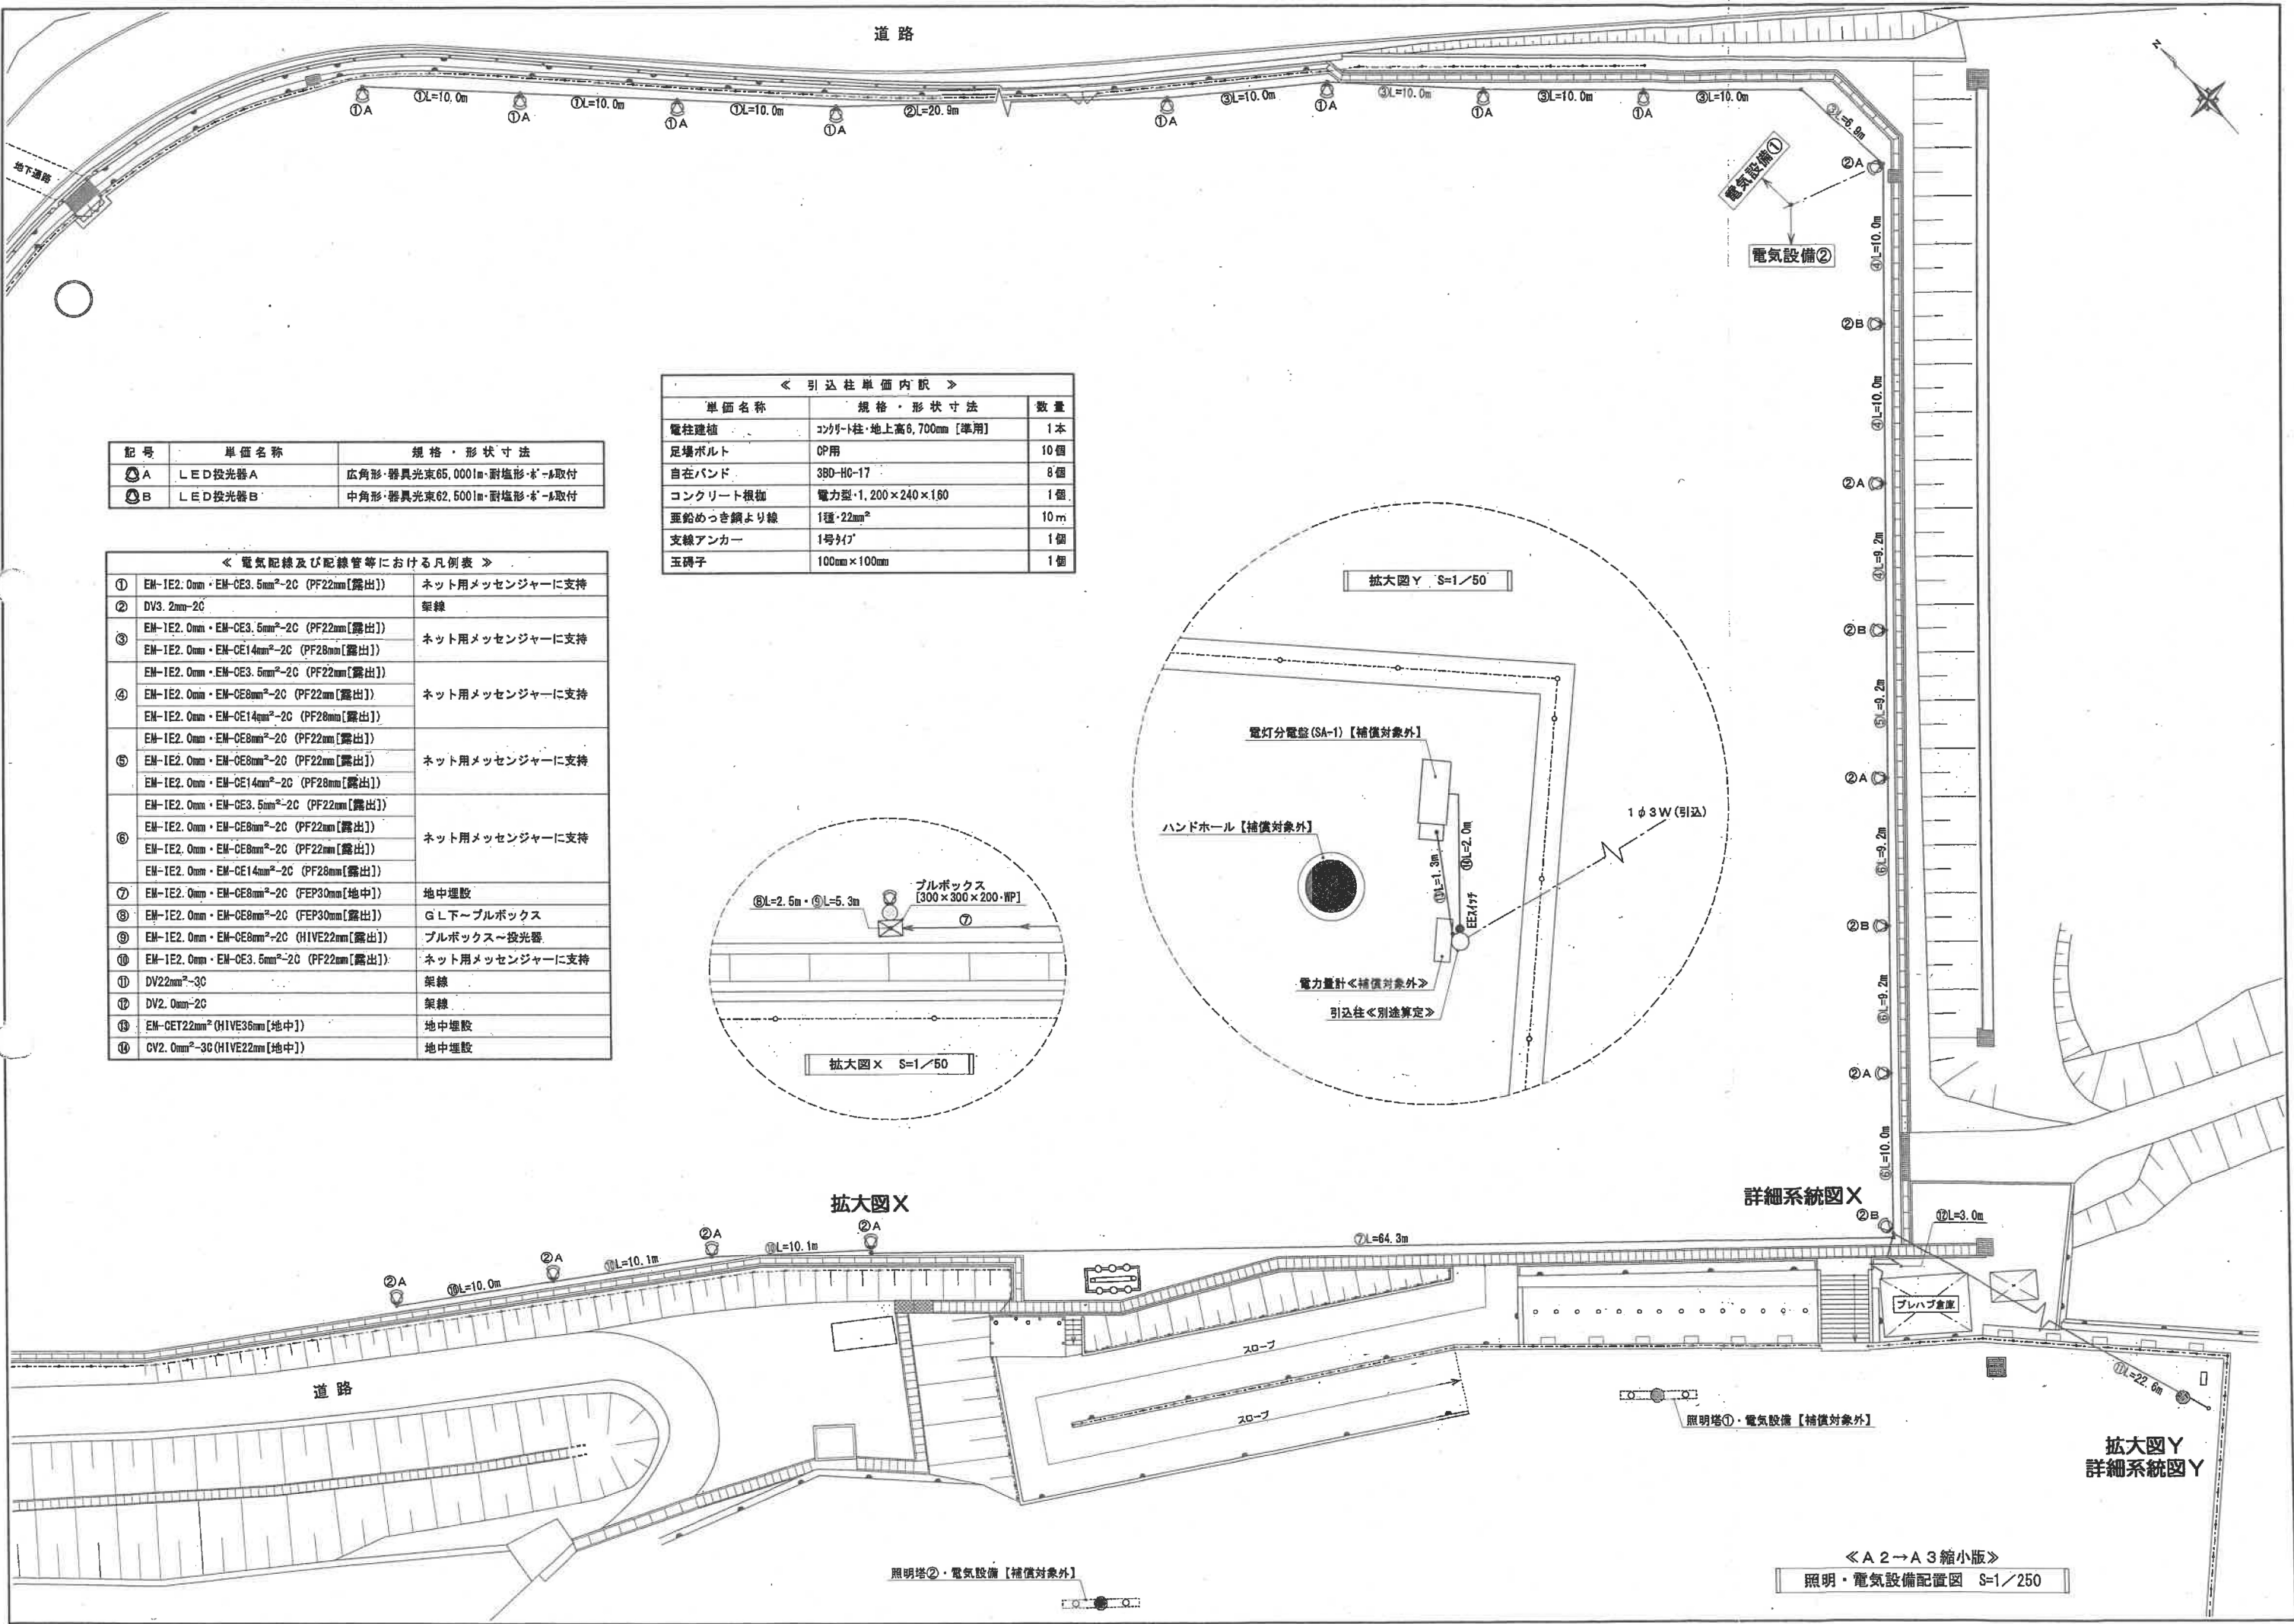

記号	単価名称	規格・形状寸法
Ⓐ	LED投光器A	広角形・器具光束65,000lm・耐塩形・8-取付
Ⓑ	LED投光器B	中角形・器具光束62,500lm・耐塩形・8-取付

《 電気配線及び配線管等における凡例表 》		
①	EM-1E2.0mm・EM-CE3.5mm ² -2C (PF22mm【露出】)	ネット用メッセンジャーに支持
②	DV3.2mm-2C	架線
③	EM-1E2.0mm・EM-CE3.5mm ² -2C (PF22mm【露出】)	ネット用メッセンジャーに支持
④	EM-1E2.0mm・EM-CE14mm ² -2C (PF28mm【露出】)	ネット用メッセンジャーに支持
⑤	EM-1E2.0mm・EM-CE3.5mm ² -2C (PF22mm【露出】)	ネット用メッセンジャーに支持
⑥	EM-1E2.0mm・EM-CE8mm ² -2C (PF22mm【露出】)	ネット用メッセンジャーに支持
⑦	EM-1E2.0mm・EM-CE14mm ² -2C (PF28mm【露出】)	ネット用メッセンジャーに支持
⑧	EM-1E2.0mm・EM-CE8mm ² -2C (PF22mm【露出】)	ネット用メッセンジャーに支持
⑨	EM-1E2.0mm・EM-CE3.5mm ² -2C (PF22mm【露出】)	ネット用メッセンジャーに支持
⑩	EM-1E2.0mm・EM-CE8mm ² -2C (PF22mm【露出】)	ネット用メッセンジャーに支持
⑪	EM-1E2.0mm・EM-CE14mm ² -2C (PF28mm【露出】)	ネット用メッセンジャーに支持
⑫	EM-1E2.0mm・EM-CE8mm ² -2C (PF22mm【露出】)	ネット用メッセンジャーに支持
⑬	EM-1E2.0mm・EM-CE3.5mm ² -2C (PF22mm【露出】)	ネット用メッセンジャーに支持
⑭	DV22mm ² -3C	架線
⑮	DV2.0mm-2C	架線
⑯	EM-CET22mm ² (HIVE36mm【地中】)	地中埋設
⑰	CV2.0mm ² -3C (HIVE22mm【地中】)	地中埋設

《 引込柱単価内訳 》		
単価名称	規格・形状寸法	数量
電柱建柱	コンクリート柱・地上高6,700mm【準用】	1本
足場ボルト	CP用	10個
自在バンド	3BD-HC-17	8個
コンクリート根拠	電力型・1,200×240×160	1個
亜鉛めっき鋼より線	1種・22mm ²	10m
支線アンカー	1号タヰ	1個
玉砂子	100mm×100mm	1個

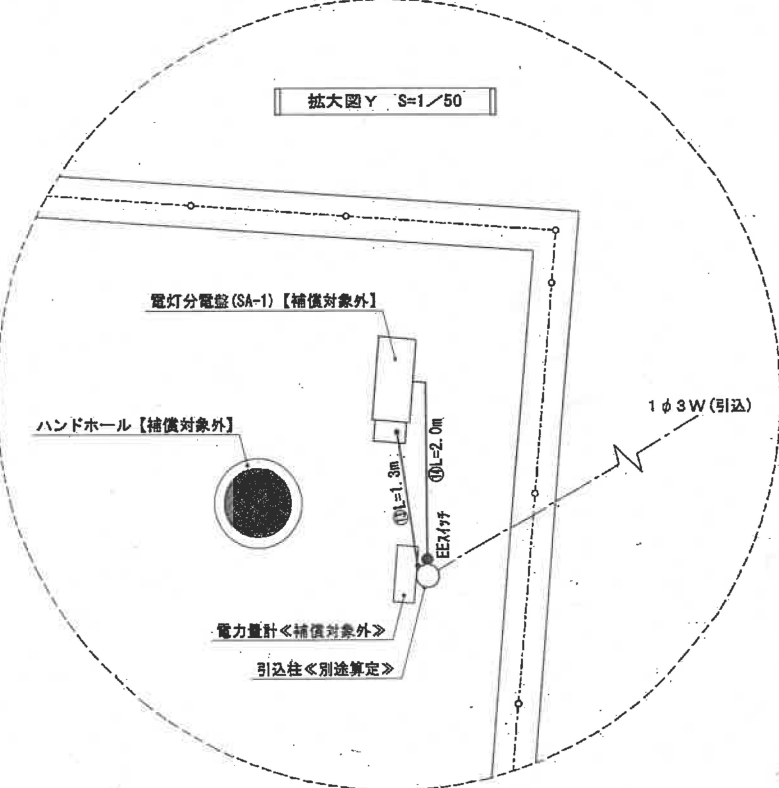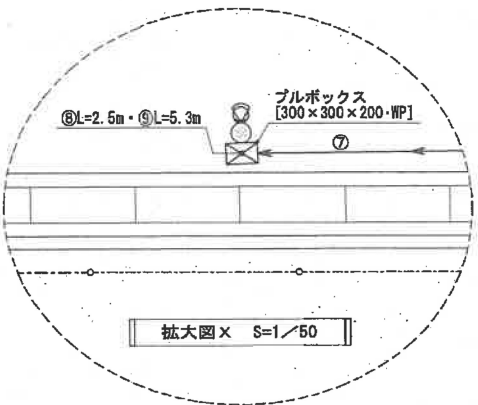

拡大図X

詳細系統図X


拡大図Y
詳細系統図Y

名 称

金網両開門扉


規 格

幅1,850mm×高1,950mm・上部フェンス共

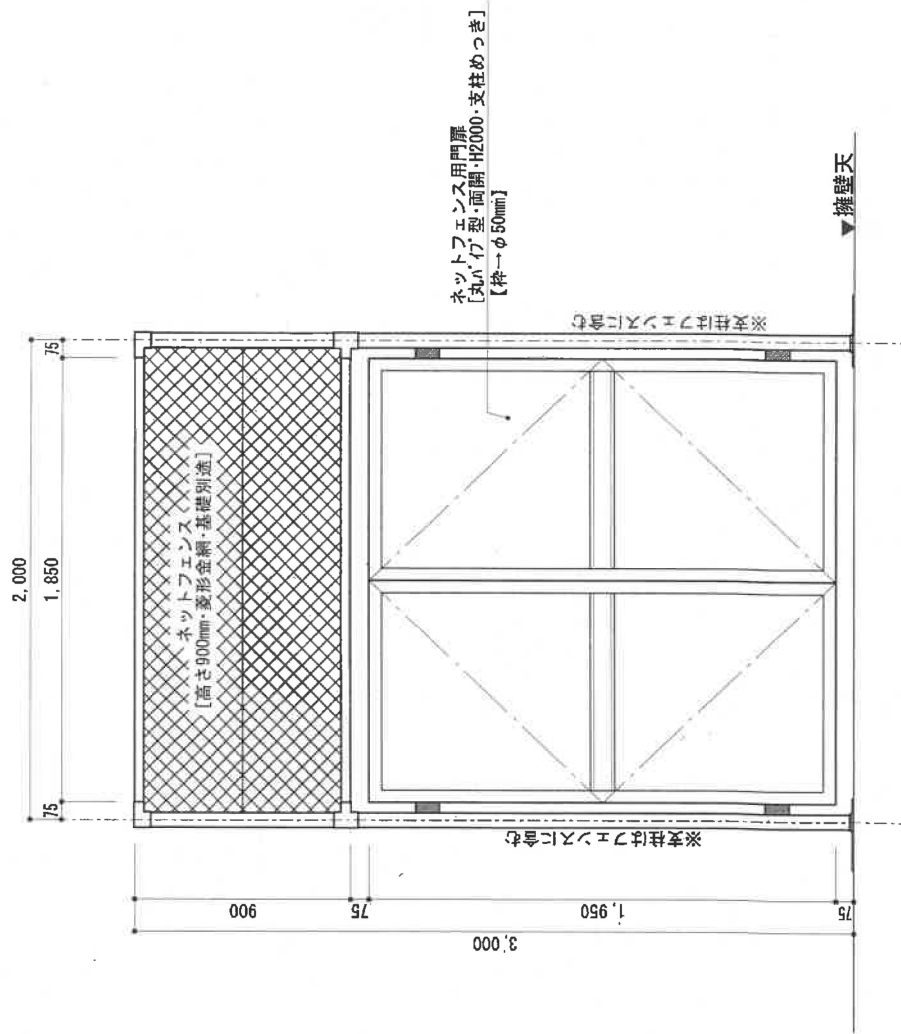


正面図 S=1/30

名 称	洗い場①
規 格	1,360mm×1,360mm・水飲共

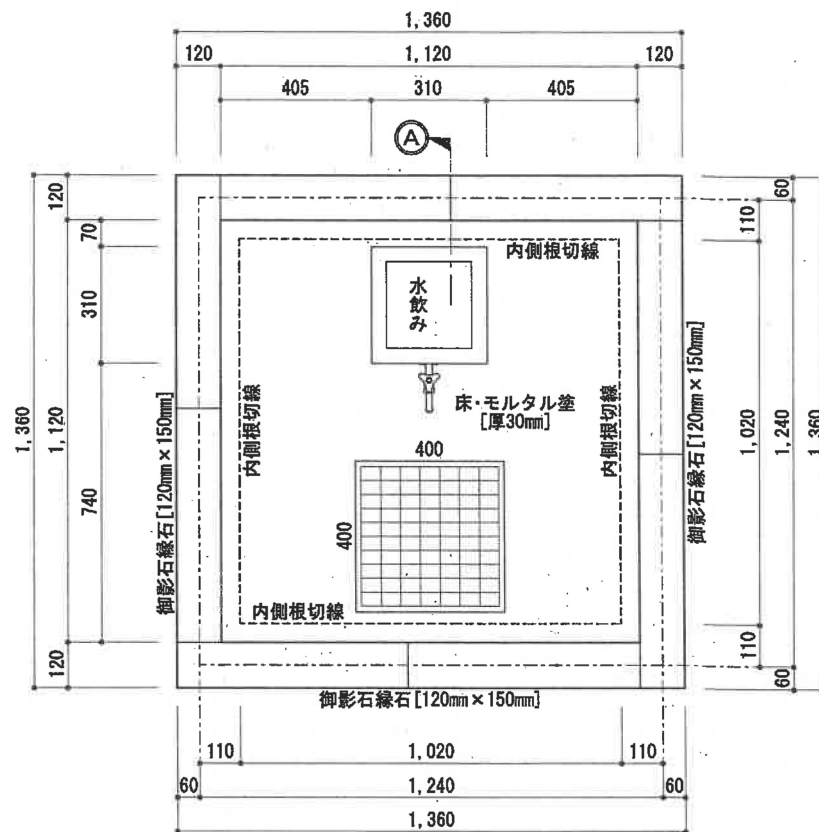

平面図 S=1/20

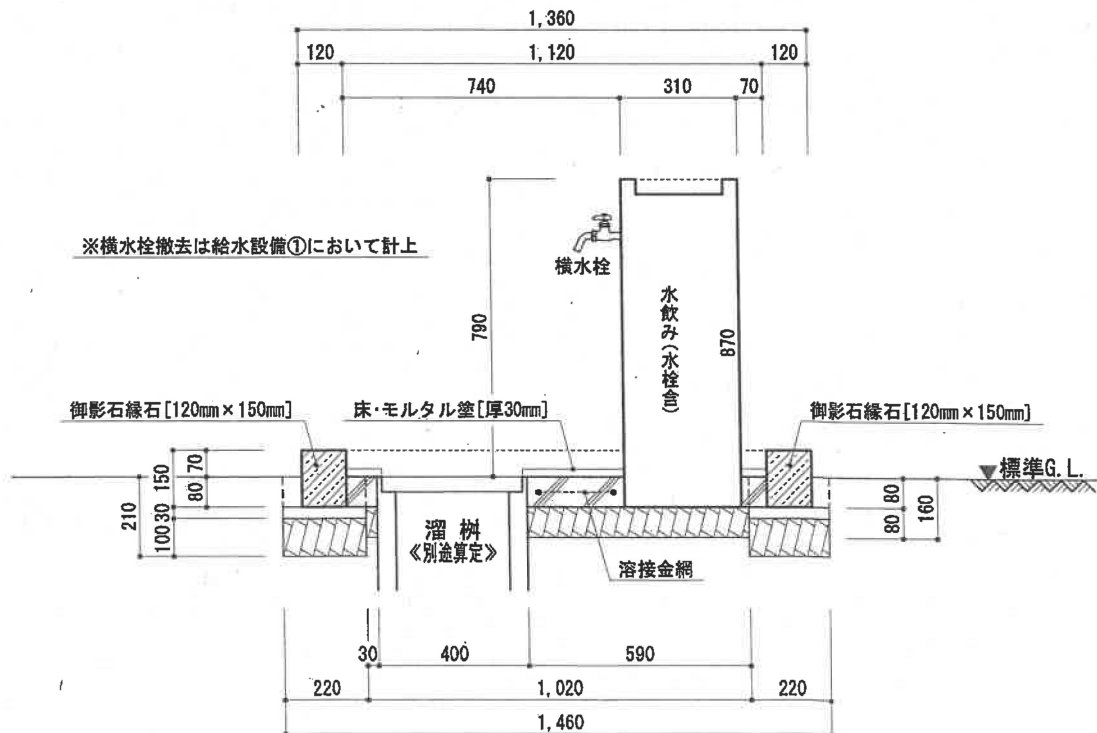

※横水栓撤去は給水設備①において計上


[A通り] 断面図 S=1/20

名 称


スツール

規 格

木製・ $\phi 430\text{mm} \times$ 高400mm

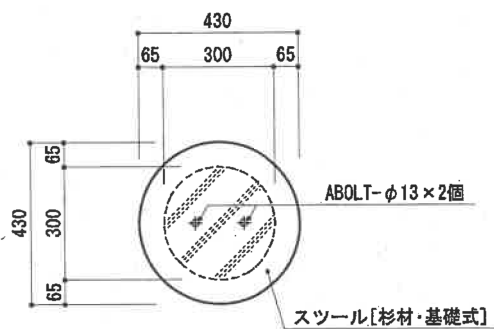


平面図 S=1/20

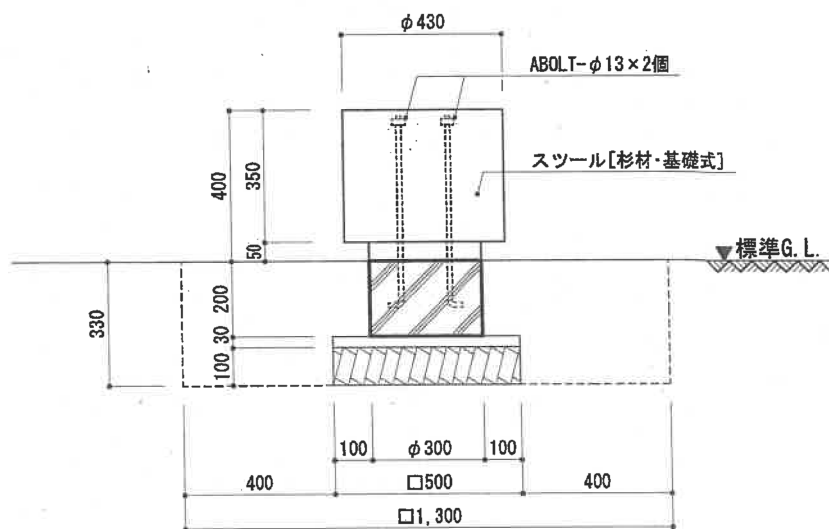


[標準] 断面図 S=1/20


名 称	木製ベンチ
規 格	1,800mm × 430mm

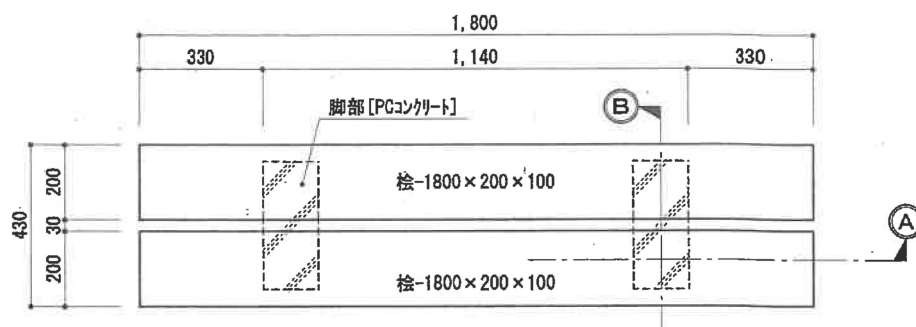

平面図 S=1/20

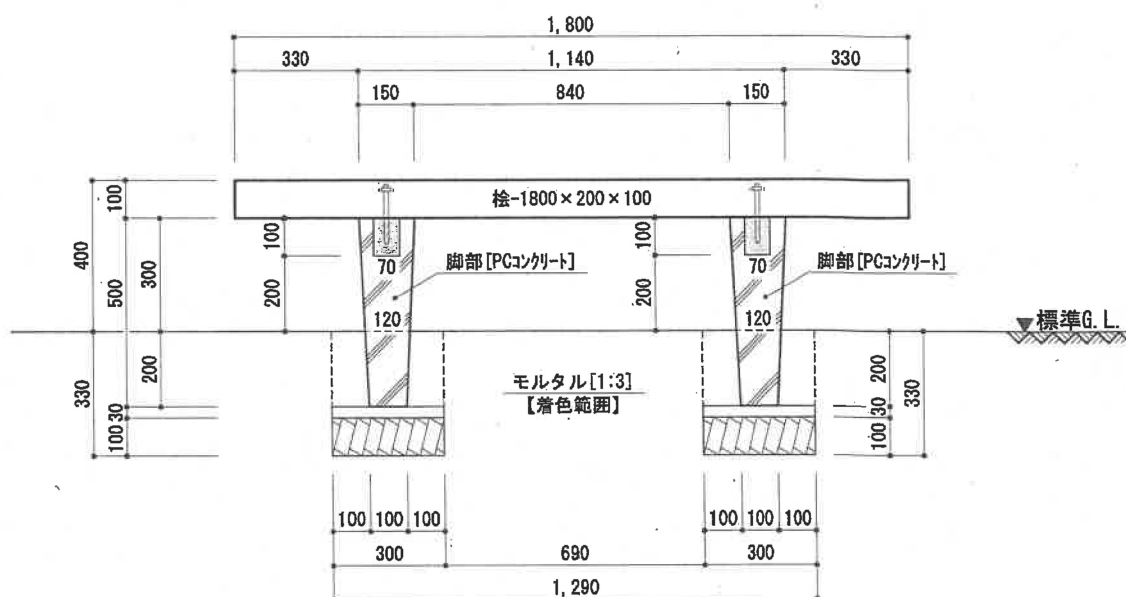

[A通り] 断面図 S=1/20

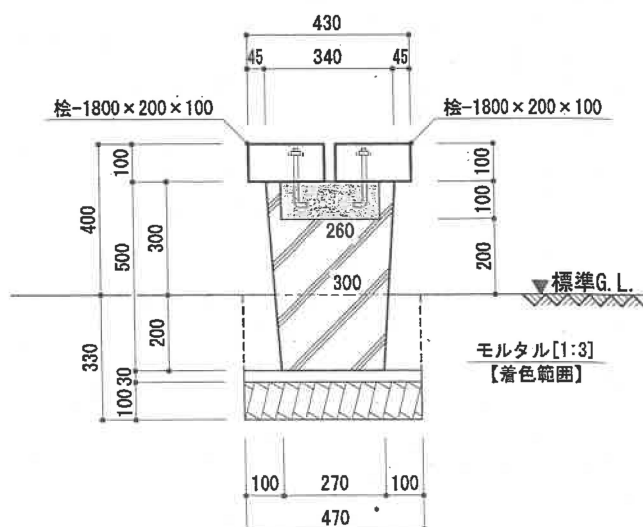

[B通り] 断面図 S=1/20