


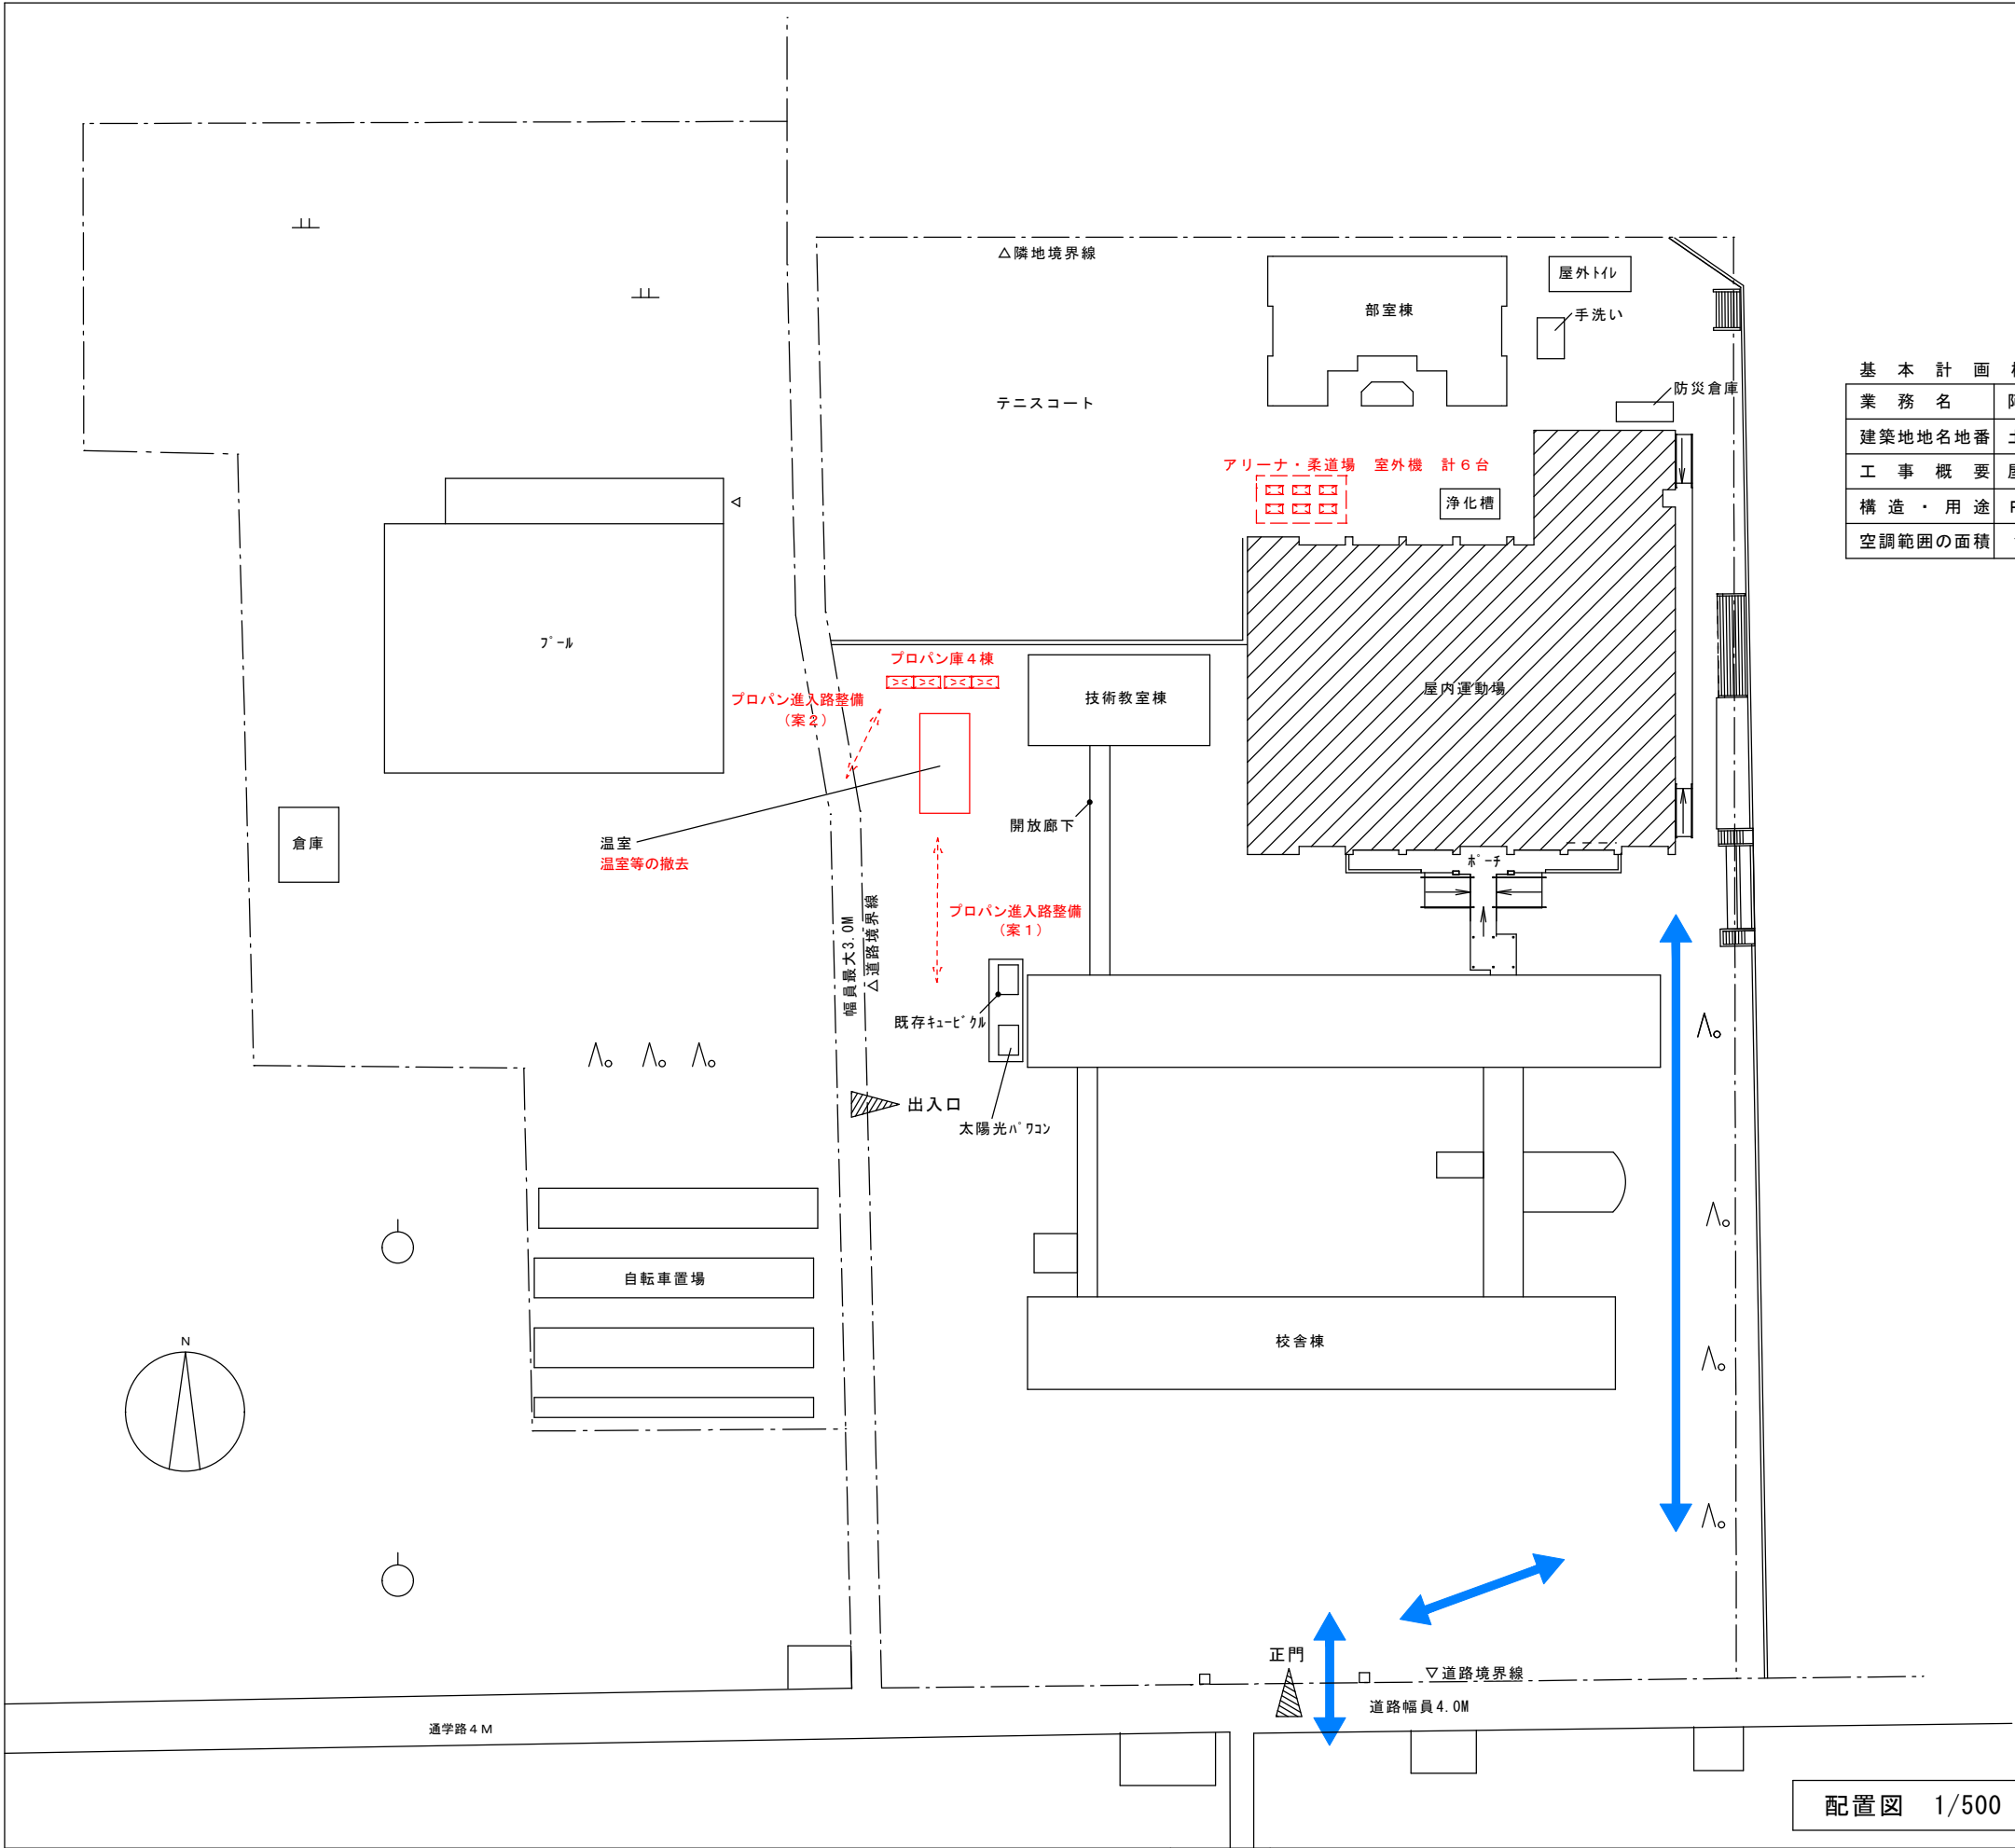

基本計画概要	
業務名	阿波市内小中学校屋内運動場空調機器設置事業に伴う基本設計業務
建築地地名地番	土成中学校屋内運動場 阿波市土成町吉田字一本松の二42番地
工事概要	屋内運動場空調機器設置工事
構造・用途	R C造2階建 ・ 体育館
空調範囲の面積	1 2 7 8 m ² (体育室)

資材搬入動線を示す

※基本設計図は参考であり、この場所に限定したものではない。
生徒の教育環境や周辺対策及びメンテナンス、既存インフラなど、総合的に考慮し、市と協議のうえ、決定するものとする。


配置図 1/500

	業 務 名	阿波市内小中学校屋内運動場空調機器設置事業に伴う基本設計業務 (土成中学校屋内運動場)				図面番号	 株式会社 上設計 管理建築士 一級建築士 第232263号 上栢 重信
						B-001	
	図 名	建築計画説明書・設計概要書	縮 尺	A3	71%	作 図 年	〒779-4101 徳島県美馬郡つるぎ町貞光字町45番地7 tel 0883-62-3955 fax 0883-62-3966
				A2	1/500	2026	



株式会社 上設計


管理建築士 一級建築士 第232263号 上柿 重信

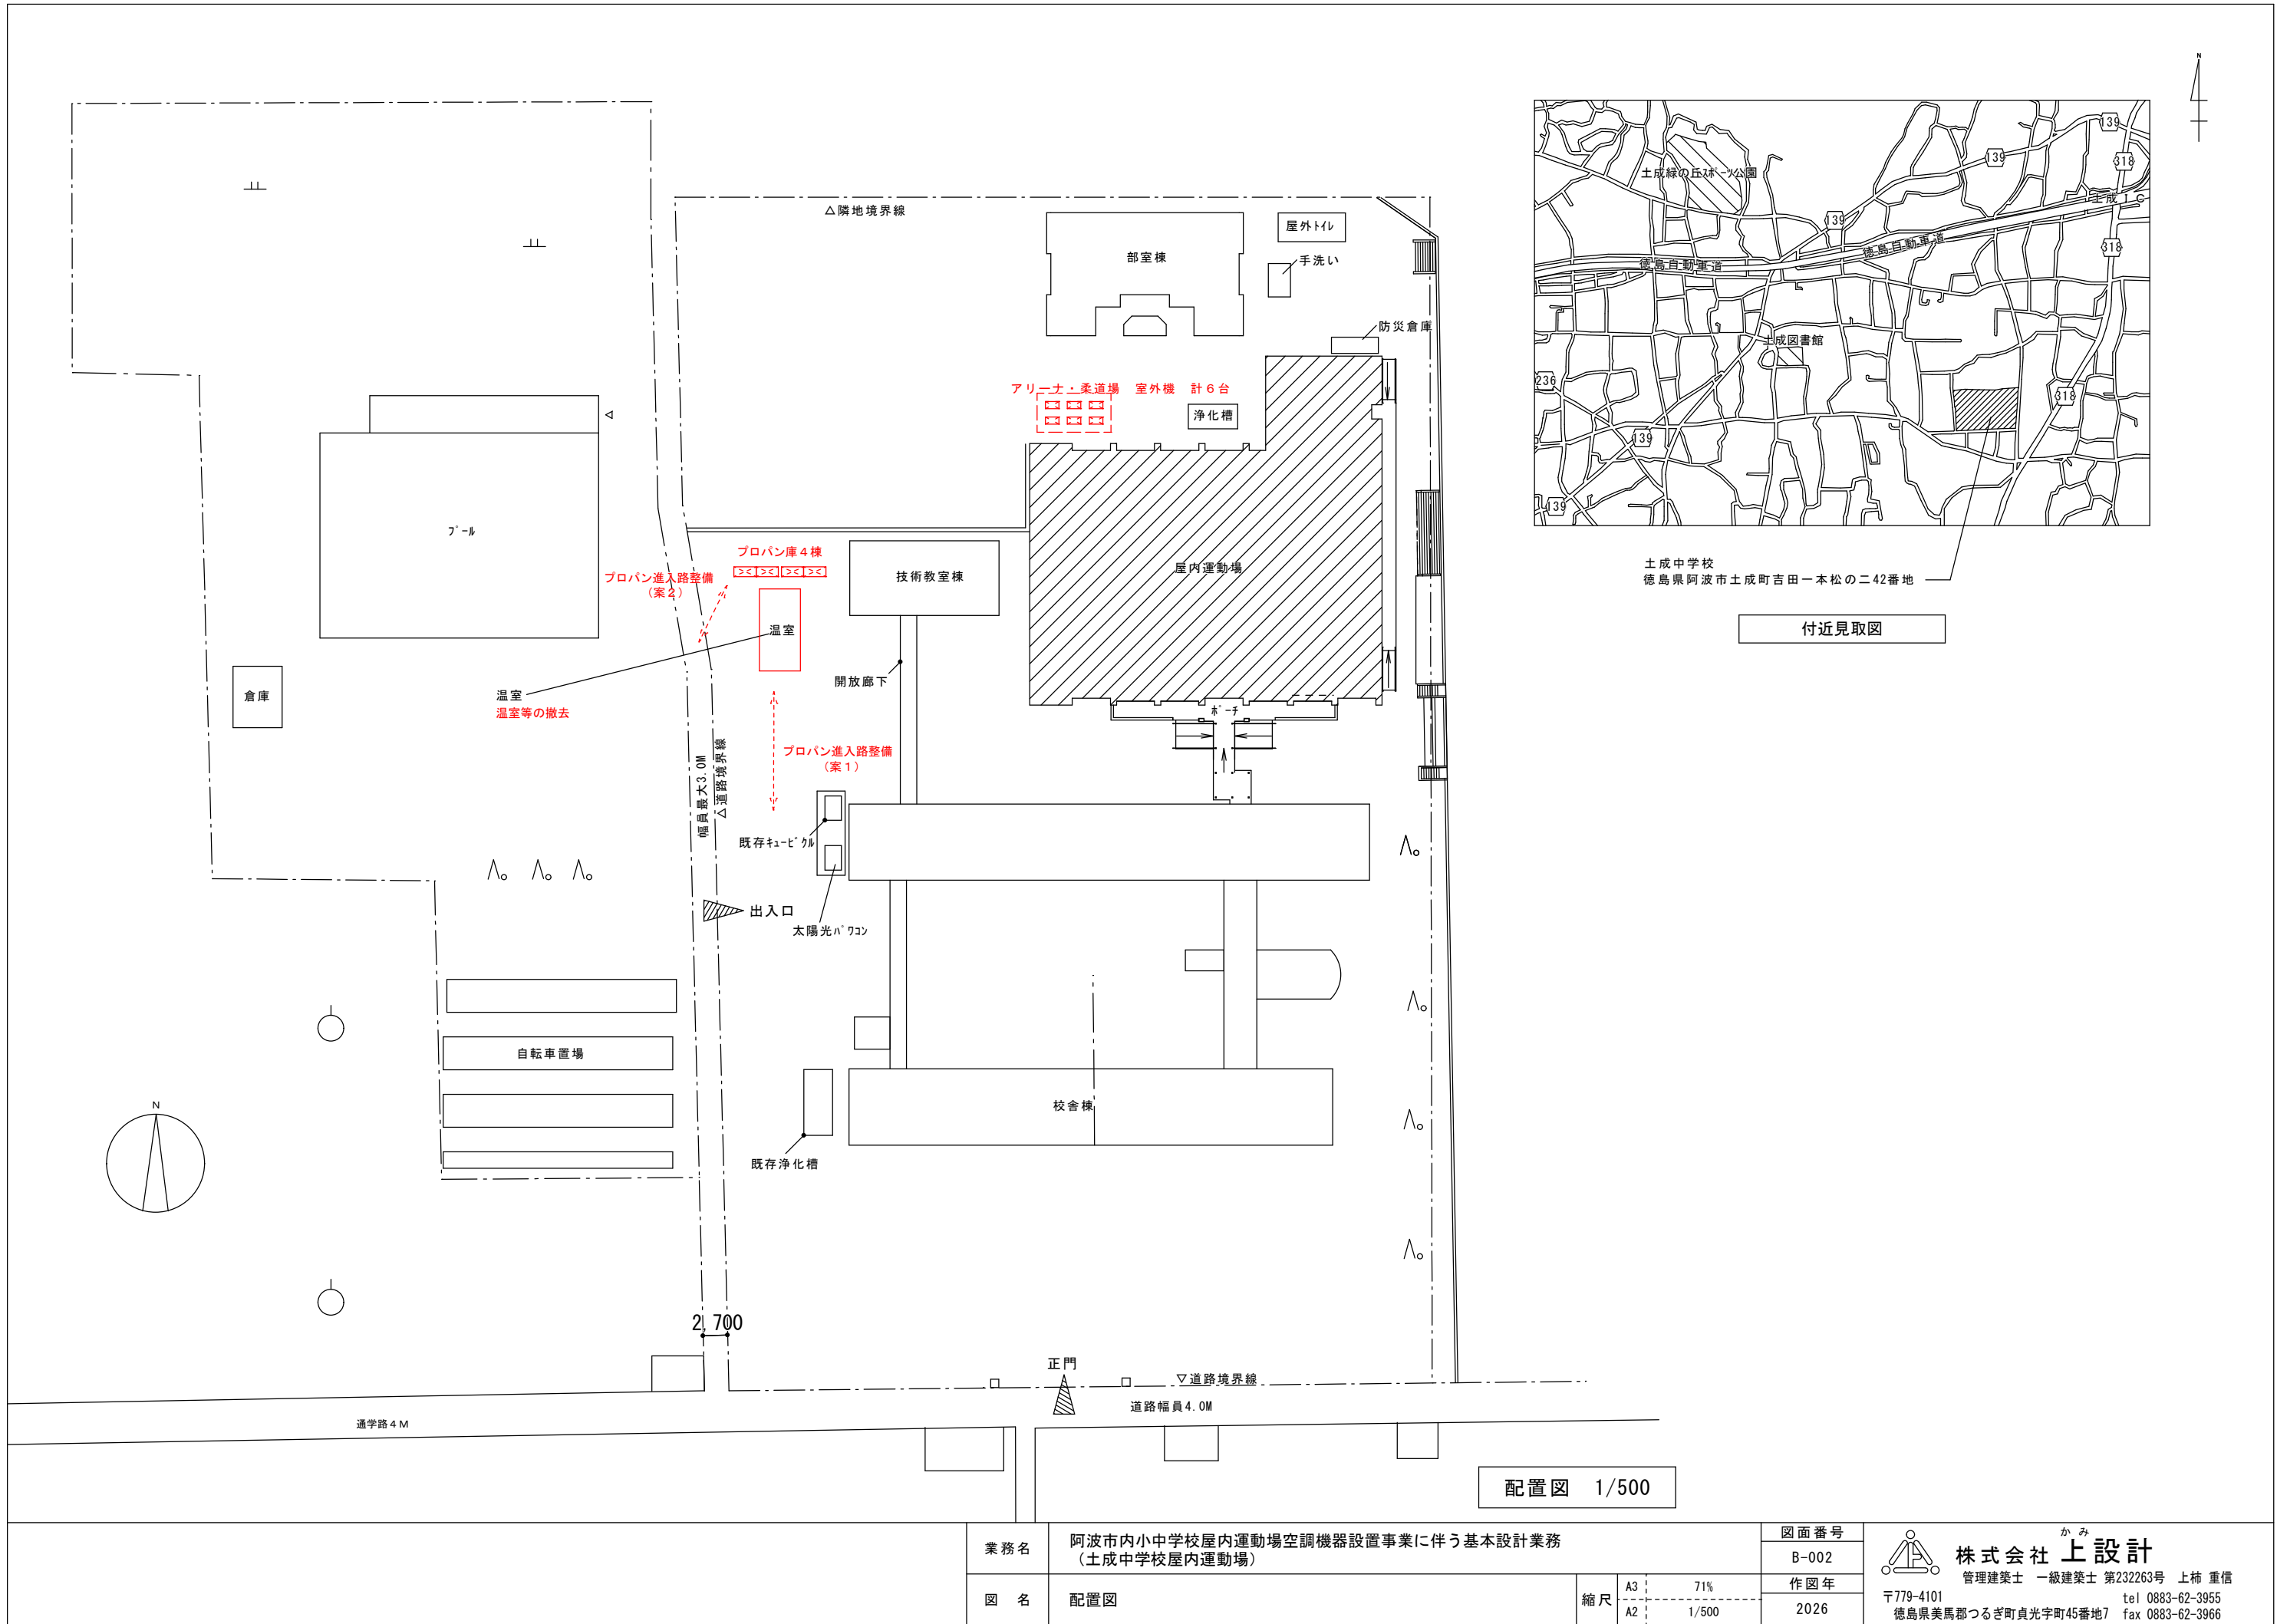

業務名	阿波市内小中学校屋内運動場空調機器設置事業に伴う基本設計業務 (土成中学校屋内運動場)				図面番号	
					B-002	
					作図年	
					2026	
図名	配置図	縮尺	A3	71%	株式会社 上設計 管理建築士 一級建築士 第232263号 上柿 重信 〒779-4101 徳島県美馬郡つるぎ町貞光字町45番地7 tel 0883-62-3955 fax 0883-62-3966	
			A2	1/500		



機器番号	機器名称	機器仕様	動力（参考）	台数	設置場所	備考（参考型番）
GHP-1	空冷ヒートポンプ式ガスヒートポンプエアコン	型 式：室外機（自立ユニット内蔵型、自立運転切替スイッチ）	3相200V60Hz	5	地上	GSHDP560DM
	室外機	冷房能力：56.0kW（自立運転時） 45.0kW	（冷房）1.26kW			
	（停電時自立発電）	暖房能力：63.0kW（自立運転時） 50.0kW	（暖房）0.568kW			
		ガス消費量（LPガス）：（冷房） 41.9kW（自立運転時） 43.5kW				
		（暖房） 39.7kW（自立運転時） 40.4kW				
		送風機：0.75kW×2				
		付属品：防振ゴム、分岐管、標準付属品一式				
GHP-1-1	空冷ヒートポンプ式ガスヒートポンプエアコン	型 式：天吊形（CR）	1相200V60Hz	15	アリーナ	FGXHP160NA
	室内機	冷房能力：16.0kW	（冷房）0.242kW			
		暖房能力：18.0kW	（暖房）0.287kW			
		送風機：0.30kW×1				
		付属品：ワイヤードリモコン、その他標準付属品一式				
GHP-2	空冷ヒートポンプ式ガスヒートポンプエアコン	型 式：室外機（自立ユニット内蔵型、自立運転切替スイッチ）	3相200V60Hz	1	地上	GSHDP560DM
	室外機	冷房能力：56.0kW（自立運転時） 45.0kW	（冷房）1.26kW			
	（停電時自立発電）	暖房能力：63.0kW（自立運転時） 50.0kW	（暖房）0.568kW			
		ガス消費量（LPガス）：（冷房） 41.9kW（自立運転時） 43.5kW				
		（暖房） 39.7kW（自立運転時） 40.4kW				
		送風機：0.75kW×2				
		付属品：防振ゴム、分岐管、標準付属品一式				
GHP-2-1	空冷ヒートポンプ式ガスヒートポンプエアコン	型 式：天吊形（CR）	1相200V60Hz	2	柔道場	FGXHP140NA
	室内機	冷房能力：14.0kW	（冷房）0.127kW			
		暖房能力：16.0kW	（暖房）0.182kW			
		送風機：0.30kW×1				
		付属品：ワイヤードリモコン、その他標準付属品一式				

注記：機器品番は、参考型番とする
必要に応じて、室内機上部に適宜フッパプレート、室内機廻りに防球ネット設置とする

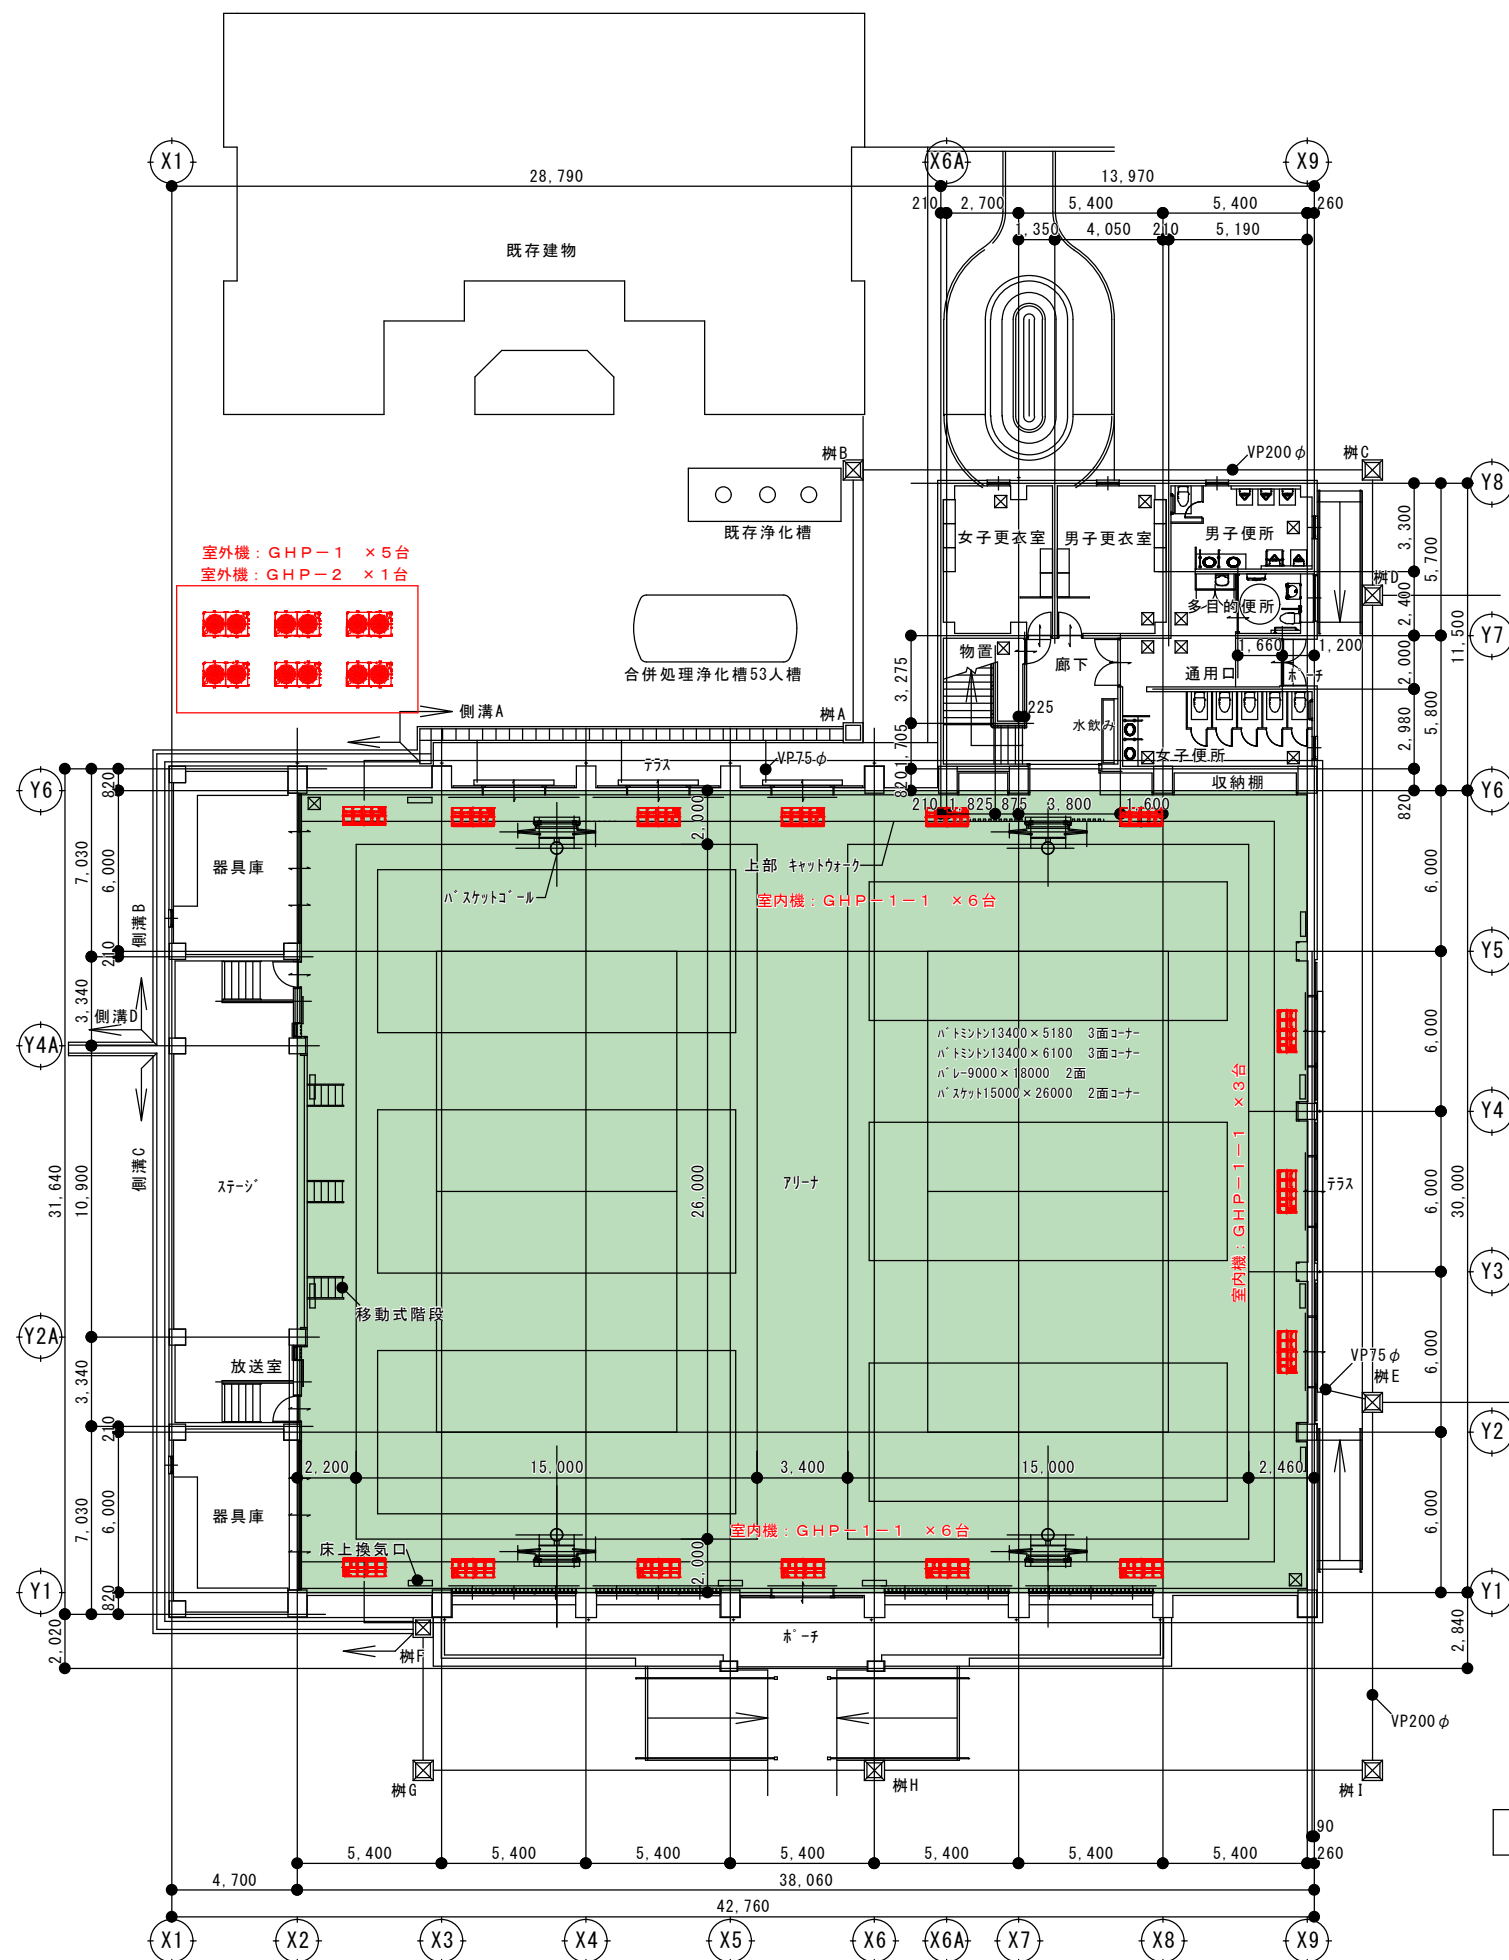

凡例

空調範囲示す

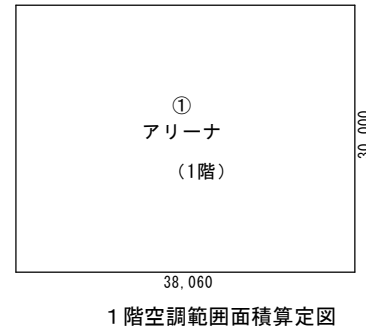
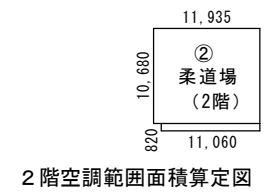


空調範囲の面積（体育室）

① アリーナ（1階）	38.06 × 30.00	= 1141.8000
② 柔道場（2階）	11.935 × 10.68 + 11.06 × 0.82	= 136.5350
		計 1278.3350
		改め計 1278 m2

室名	室外機	室内機
アリーナ（1階）	GHP-1 × 5台	GHP-1-1 × 15台
柔道場（2階）	GHP-2 × 1台	GHP-2-1 × 2台

1階平面図 1/200

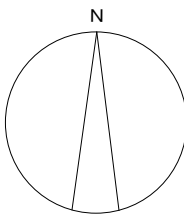
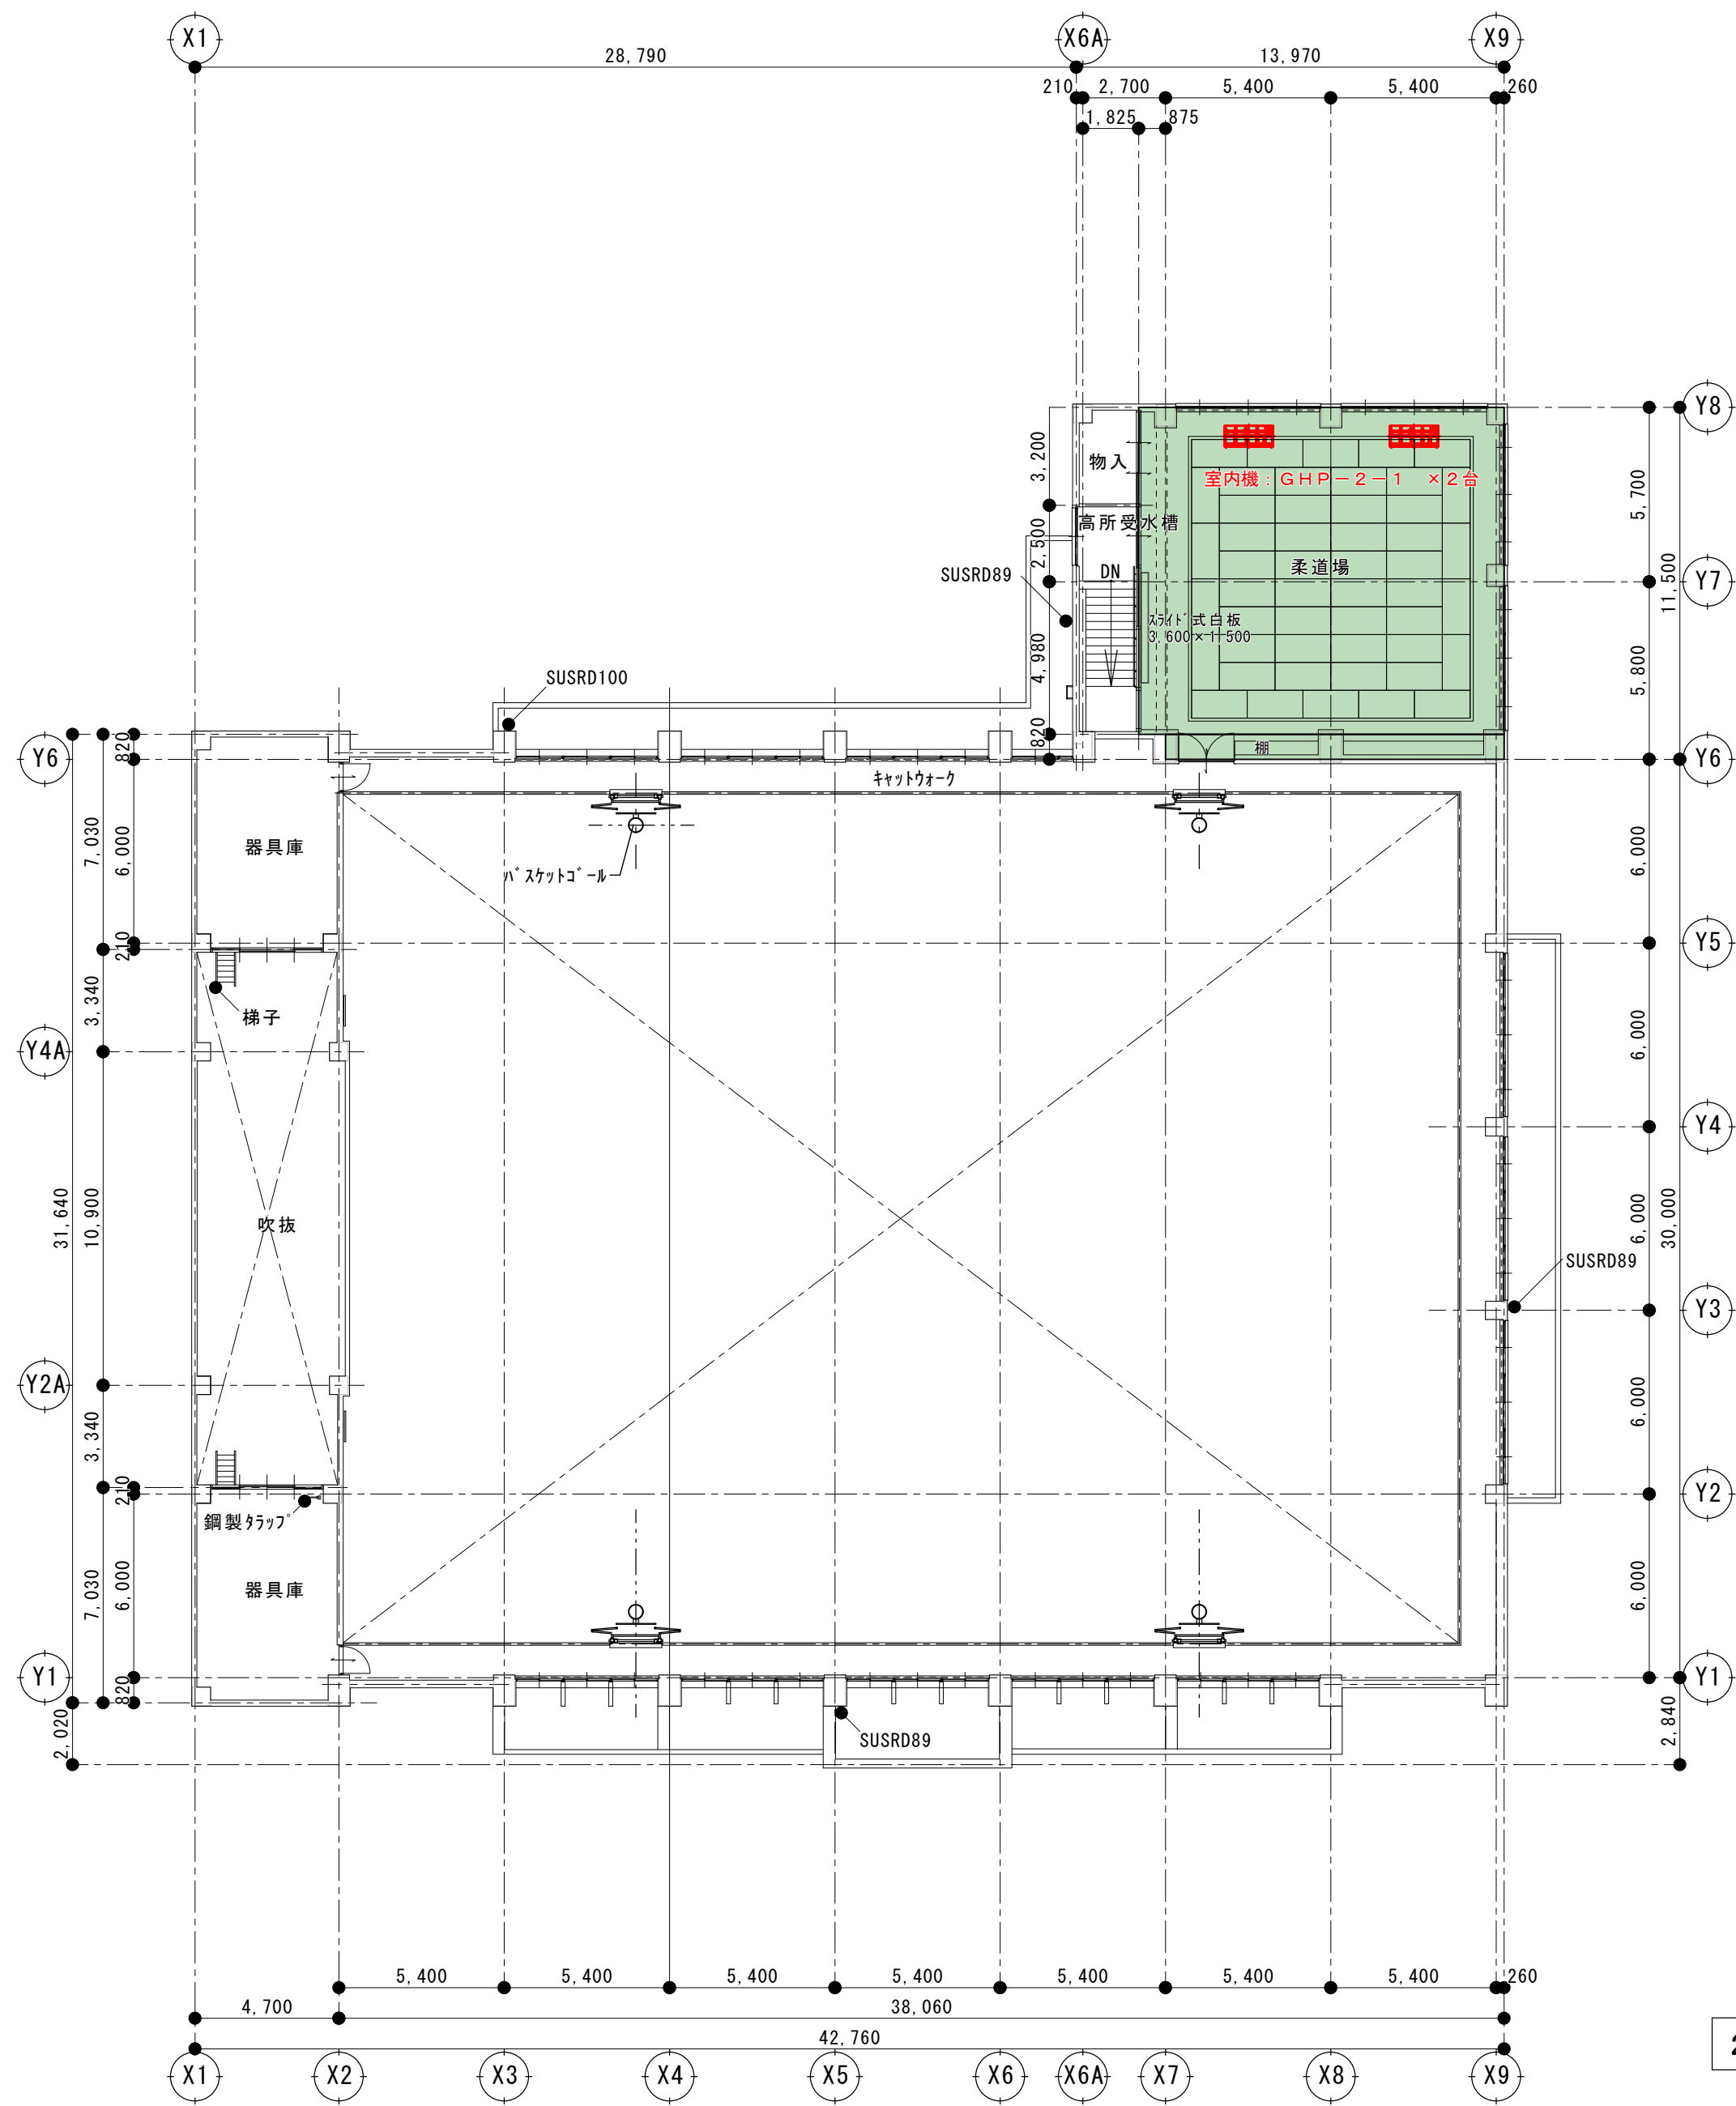


凡例

空調範囲示す


2 階平面図 1/200

	業務名			阿波市内小中学校屋内運動場空調機器設置事業に伴う基本設計業務 (土成中学校屋内運動場)			図面番号		 株式会社 上設計 管理建築士 一級建築士 第232263号 上柿 重信 〒779-4101 徳島県美馬郡つるぎ町貞光字町45番地7 tel 0883-62-3955 fax 0883-62-3966	
							B-005			
	図 名			2 階 平面図			縮 尺	作 図 年		
								2026		
						A3	71%			
						A2	1/200			

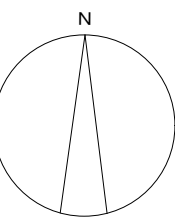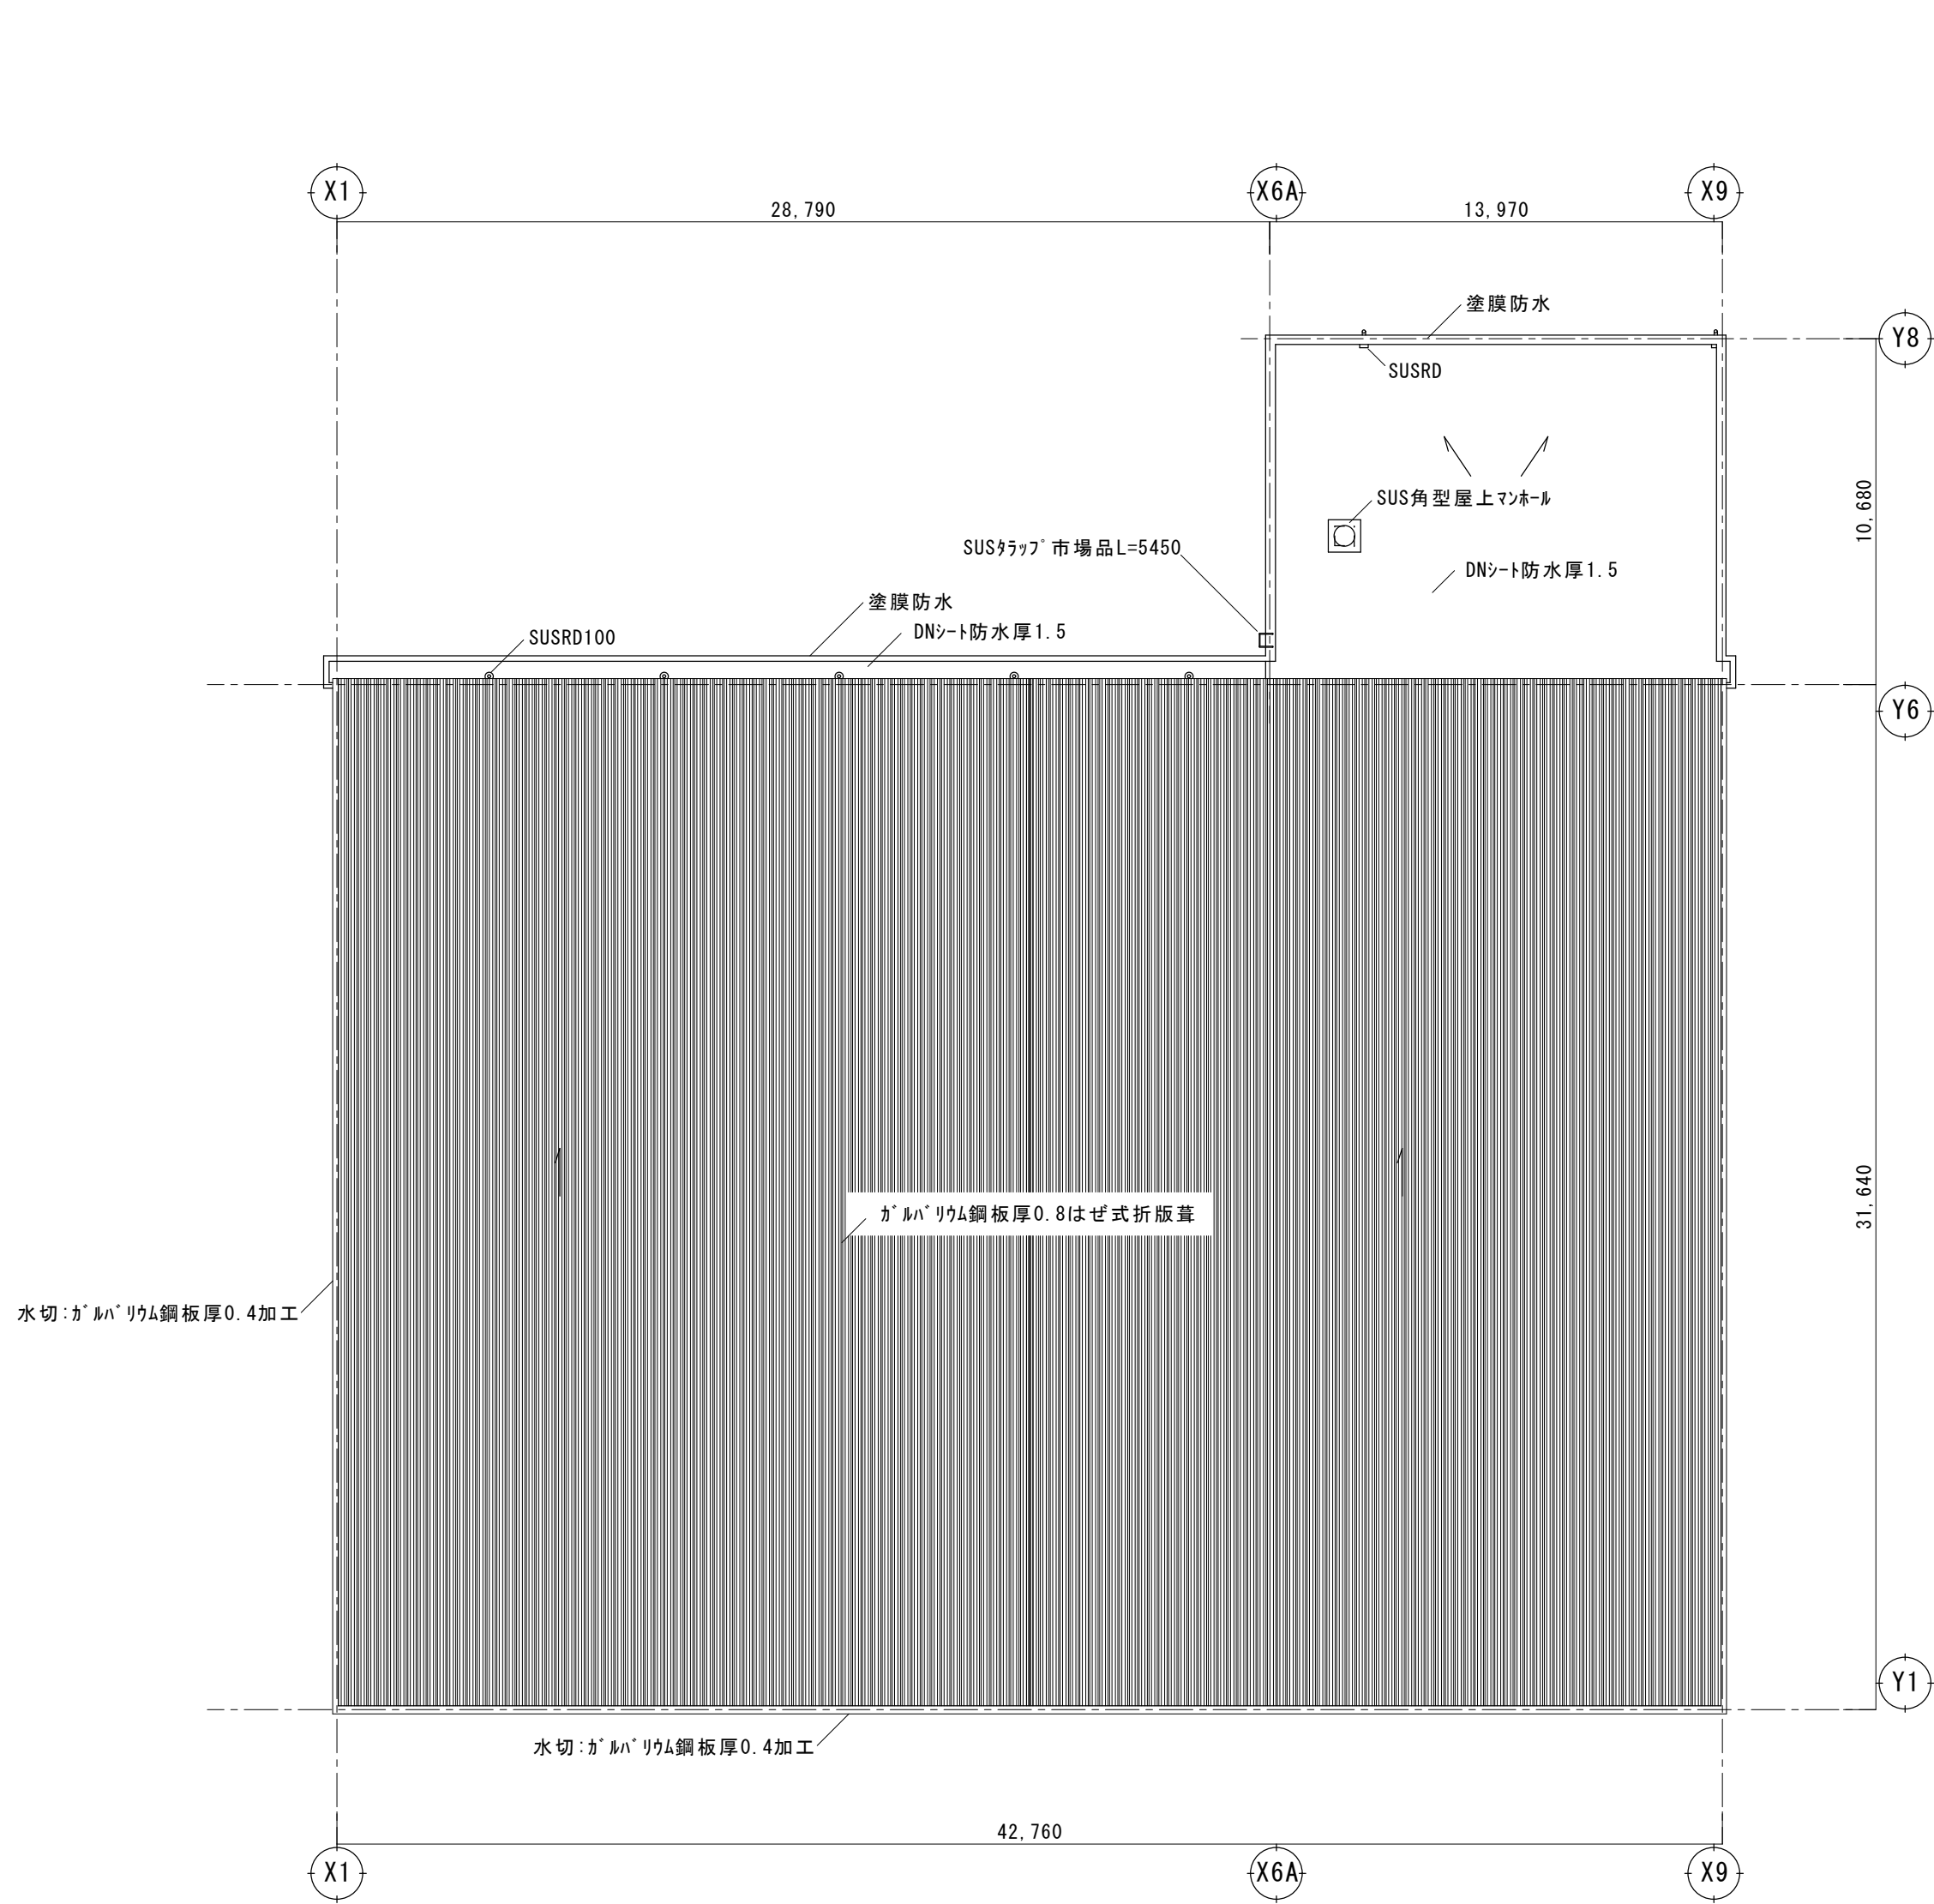


屋根伏図 1/200


	業務名				図面番号	
					B-006	
	図名				作図年	
					2026	
阿波市内小中学校屋内運動場空調機器設置事業に伴う基本設計業務 (土成中学校屋内運動場)		縮尺	A3 A2	71% 1/200	株式会社 上設計 管理建築士 一級建築士 第232263号 上柿 重信 〒779-4101 徳島県美馬郡つるぎ町貞光字町45番地7 tel 0883-62-3955 fax 0883-62-3966	

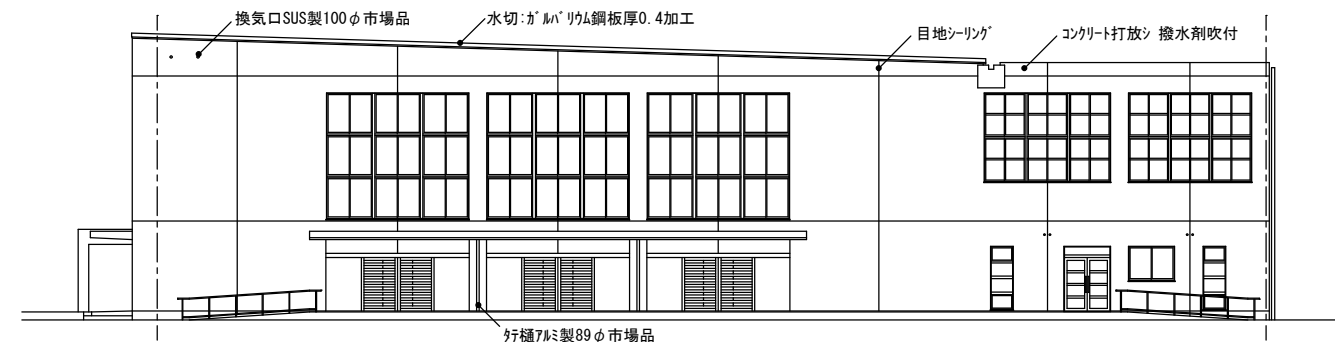


東立面図 1/200

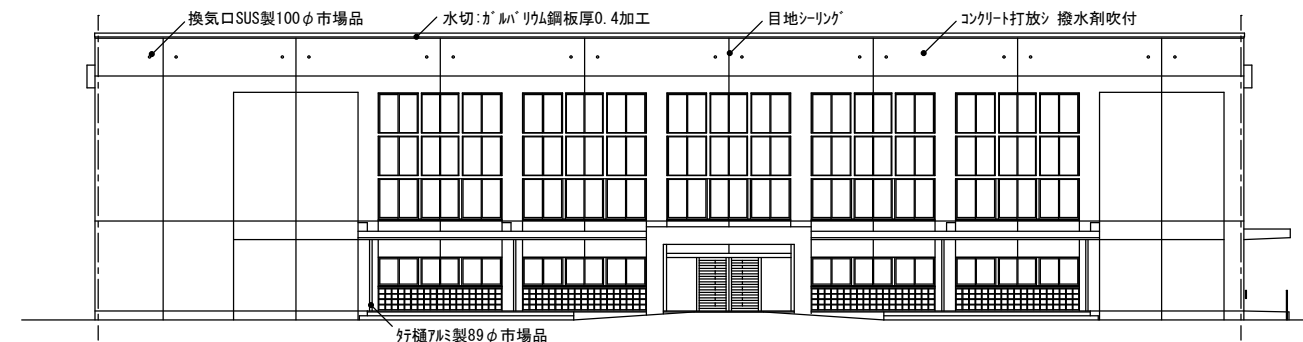


南立面図 1/200

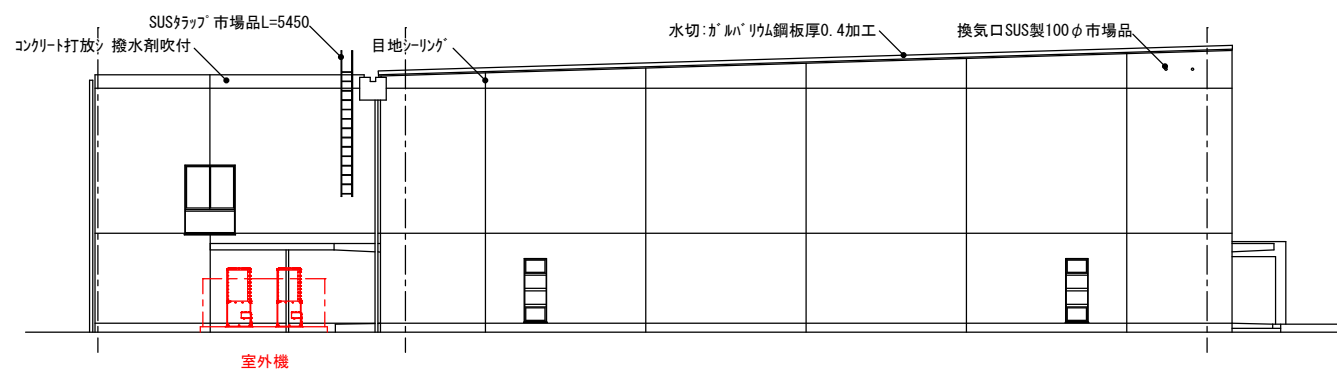

西立面図 1/200

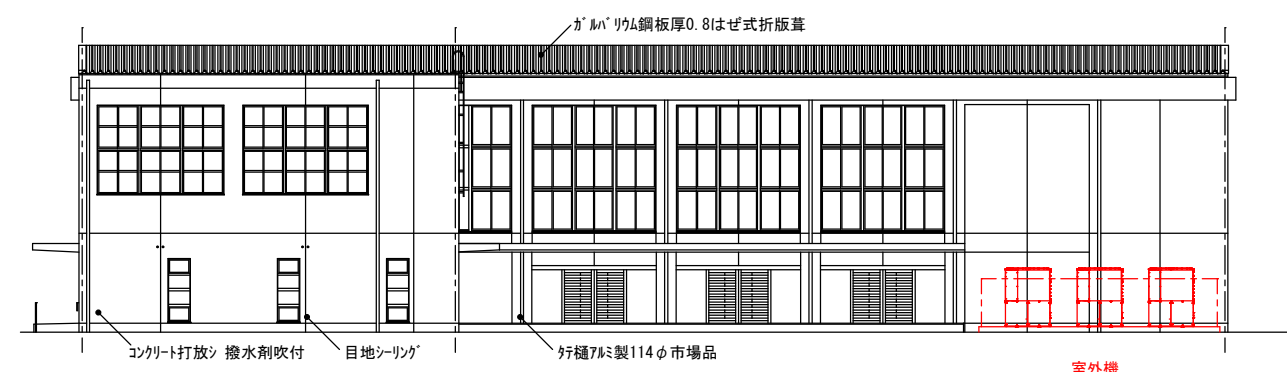

北立面図 1/200

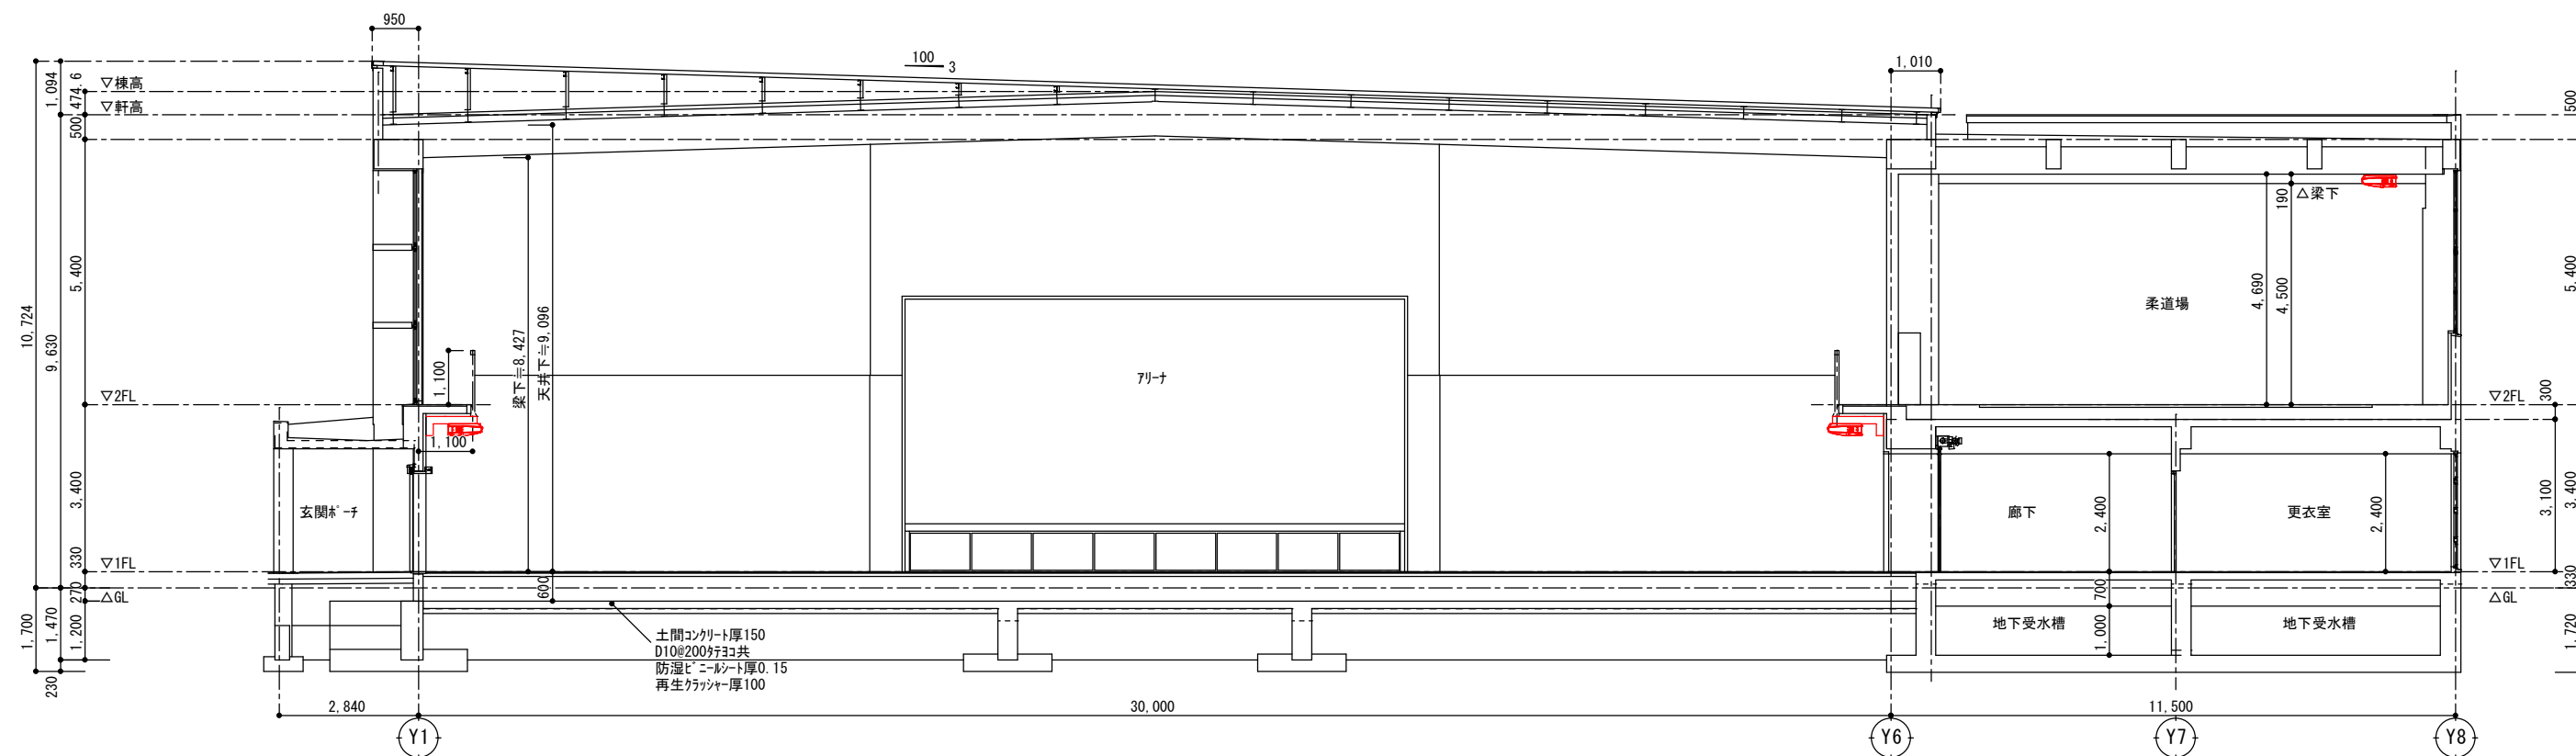

業務名	阿波市内小中学校屋内運動場空調機器設置事業に伴う基本設計業務 (土成中学校屋内運動場)			図面番号	B-007	
				作図年	2026	
図名	立面図・断面図			縮尺	A3	71%
					A2	1/200, 1/100



株式会社 上設計

管理建築士 一級建築士 第232263号 上柿 重信

〒779-4101 徳島県美馬郡つるぎ町貞光字町45番地7

tel 0883-62-3955

fax 0883-62-3966